



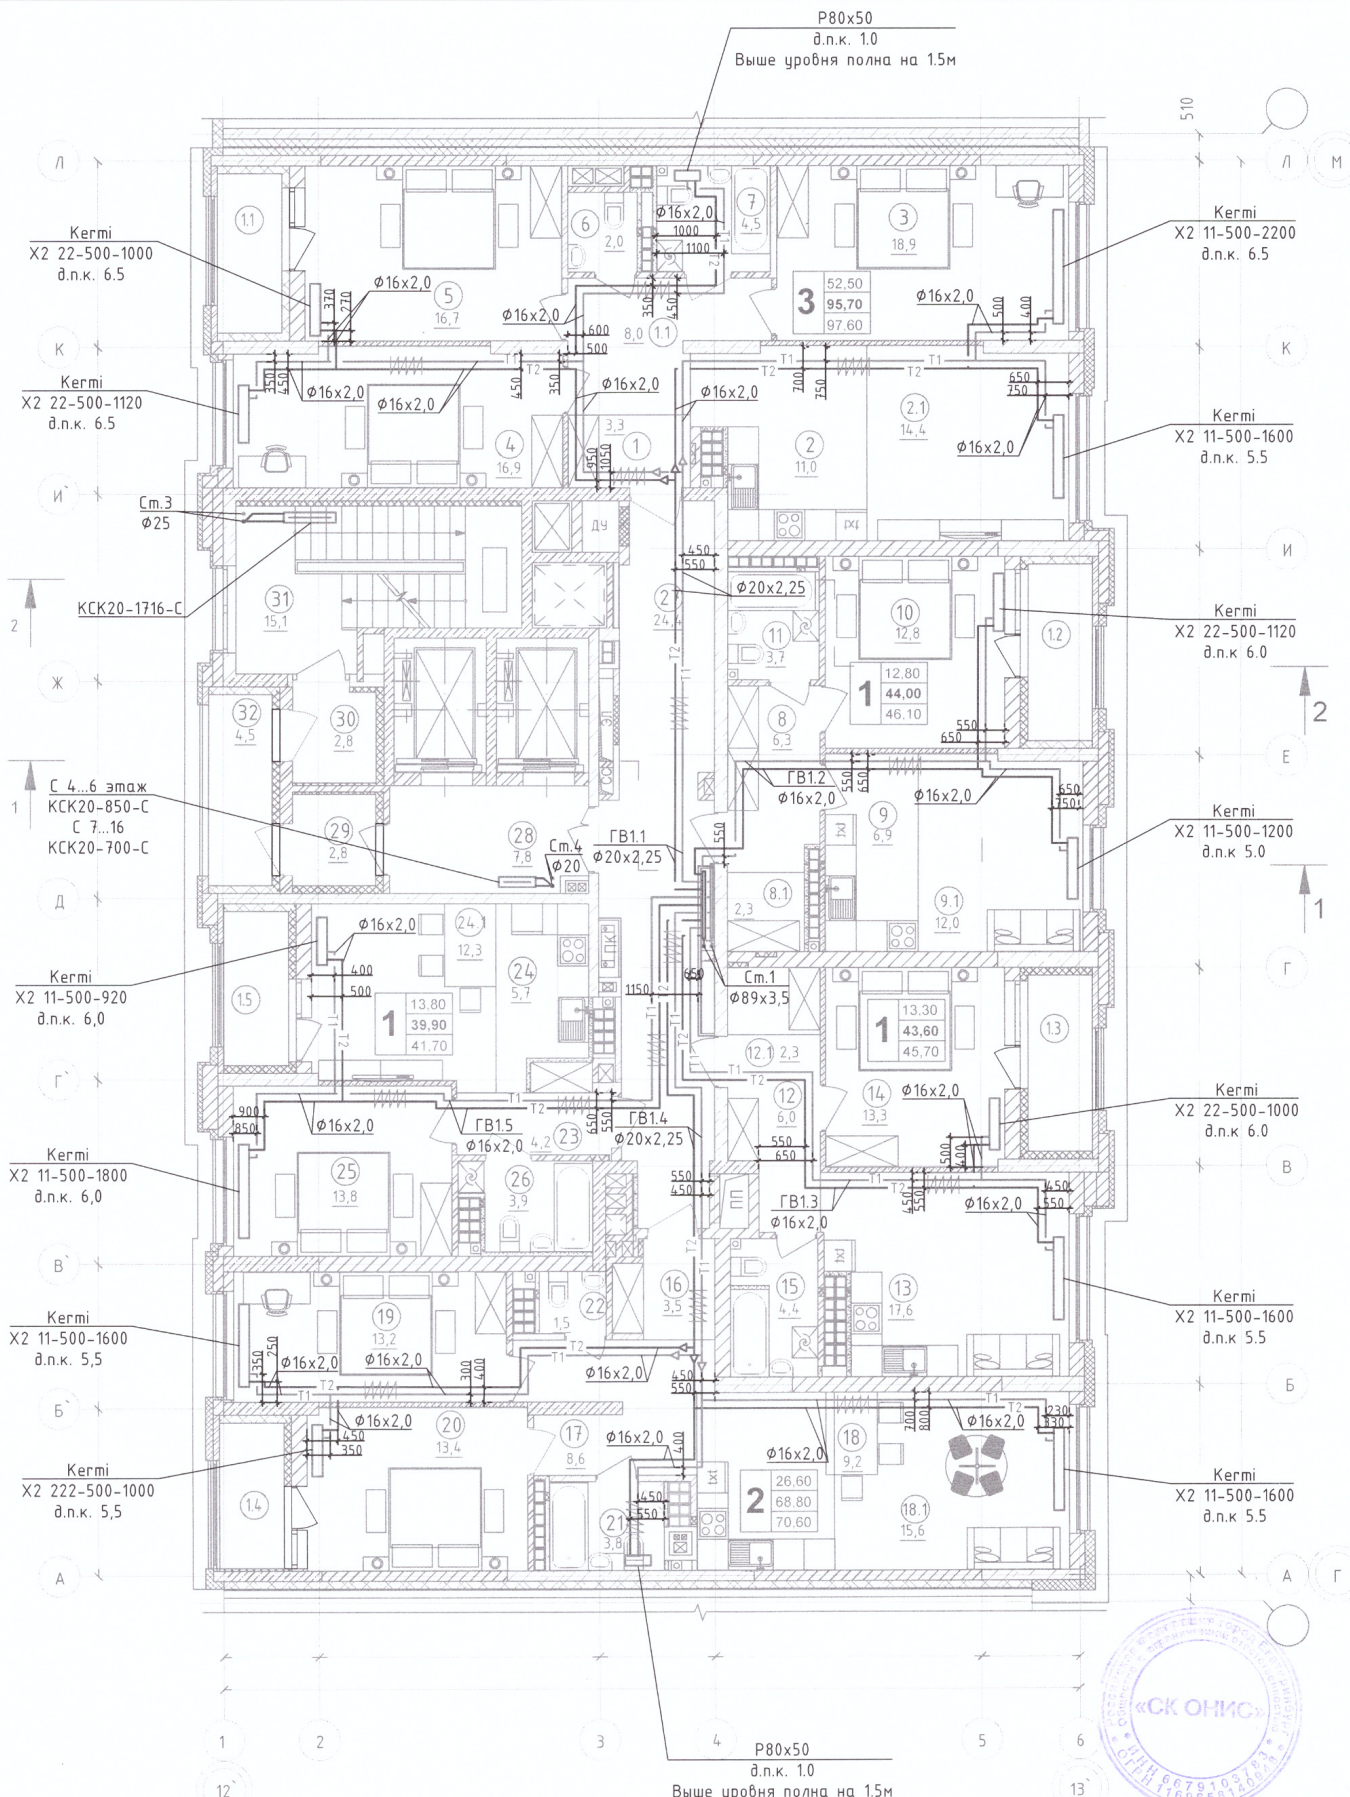

Примечание:
 1. Строительно - монтажные работы выполнены согласно исполнительной схеме
 2. Отклонений по геометрическим параметрам нет
 Иванов П.С. *Иванов*

						01-Л-ОВ.ИД		
						"Многосекционный жилой дом с нежилыми помещениями на первых этажах и подземной автостоянкой по ул. Чапаева - Щорса - Степана Разина в г. Екатеринбурге. Блок секция 1/1".		
Изм.	Кол.уч.	Лист	№ док.	Подпись	Дата	Отопление	Стадия	Лист
Разработал	Симаков			<i>Симаков</i>	07.22	Исполнительная схема №20 План 3 этажа с разводкой трубопроводов системы отопления	ИД	1
Проверил	Иванов			<i>Иванов</i>	07.22		ООО "СК ОНИС"	

Согласовано				
Взам. инв. Н				
Подл. и дата				
Инв. Н подл.				

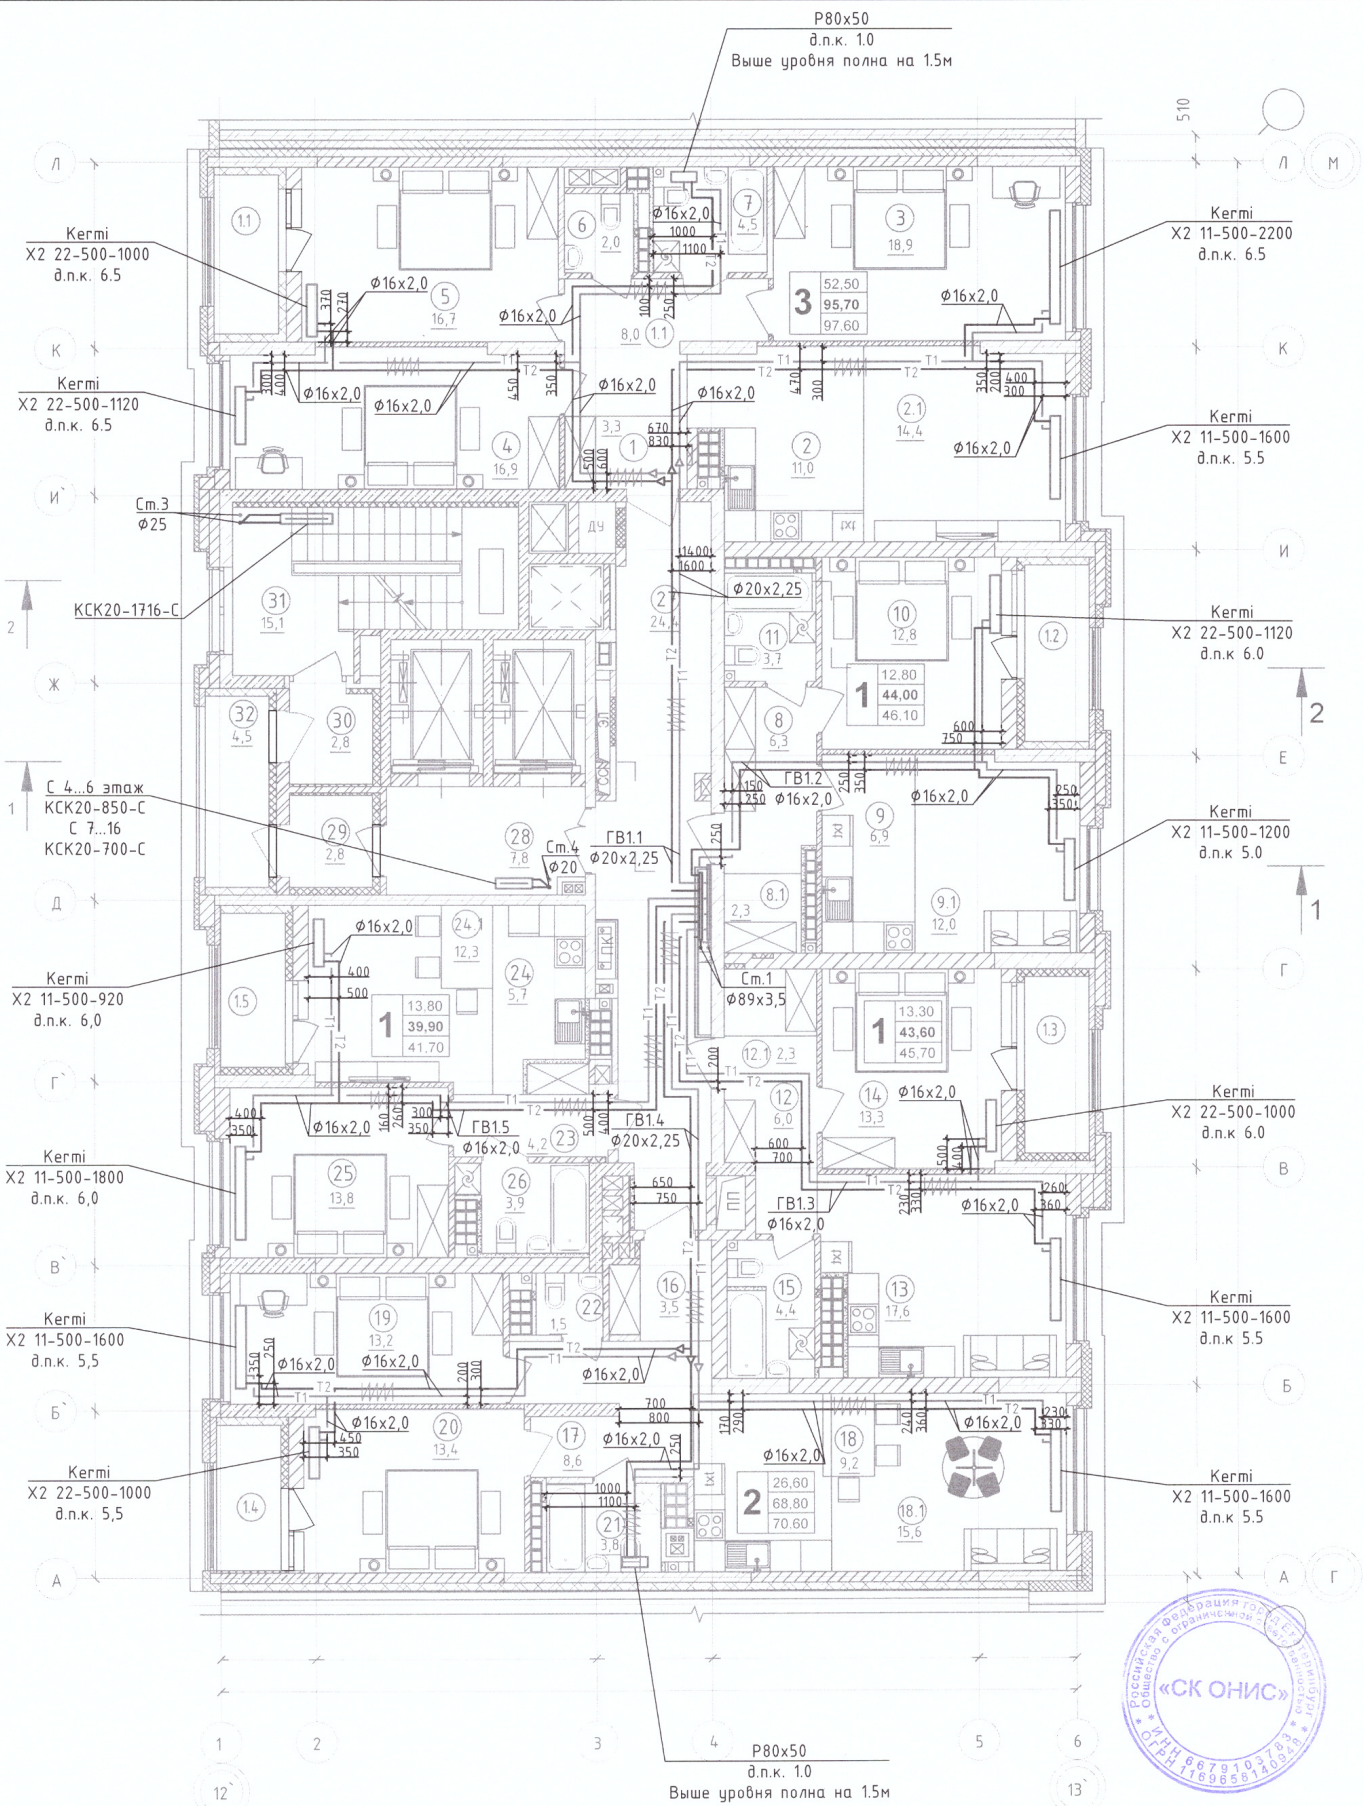

Примечание:
1. Строительно - монтажные работы выполнены согласно исполнительной схеме
2. Отклонений по геометрическим параметрам нет
Иванов П.С. *Иванов*


Изм.	Кол.уч.	Лист	№ док.	Подпись	Дата
Разработал	Симаков	<i>Симаков</i>	04.22		
Проверил	Иванов	<i>Иванов</i>	04.22		

01-Л-ОВ.ИД

"Многосекционный жилой дом с нежилыми помещениями на первых этажах и подземной автостоянкой по ул. Чапаева - Щорса - Степана Разина в г. Екатеринбурге. Блок секция 1/Л".

Отопление		Стадия	Лист	Листов
		ИД	1	
Исполнительная схема №2. План 4 этажа с разводкой трубопроводов системы отопления		ООО "СК ОНИС"		

Согласовано		Гл. спец.
Взам. инв. N		
Подл. и дата		
Инв. N подл.		

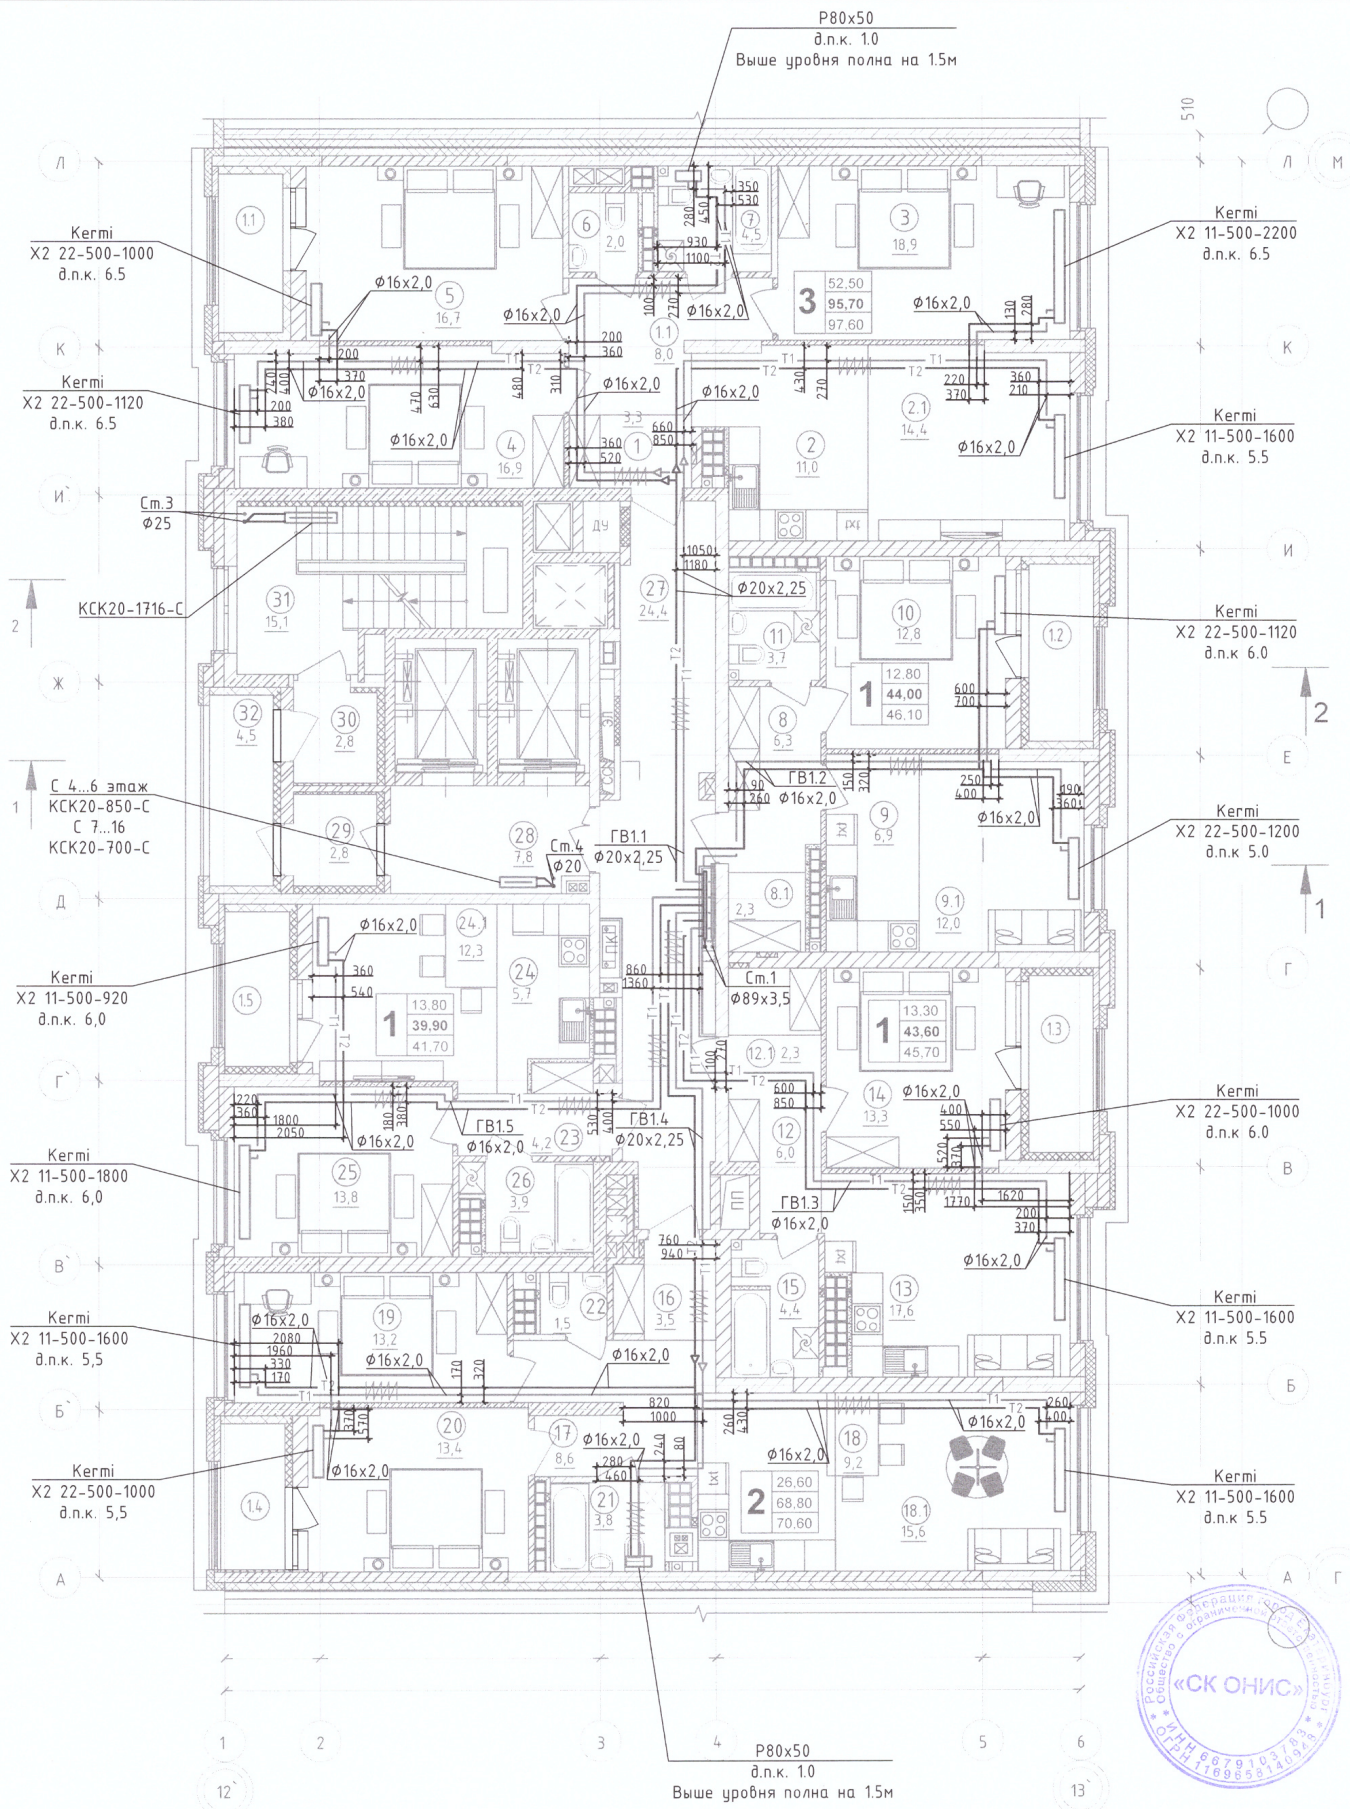


Примечание:
 1. Строительно - монтажные работы выполнены согласно исполнительной схеме
 2. Отклонений по геометрическим параметрам нет
 Иванов П.С. *Иванов*

Изм.	Кол.уч.	Лист	№ док.	Подпись	Дата
Разработал	Симаков			<i>Симаков</i>	04.22
Проверил	Иванов			<i>Иванов</i>	04.22

01-Л-ОВ.ИД		
"Многосекционный жилой дом с нежилыми помещениями на первых этажах и подземной автостоянкой по ул. Чапаева - Шорса - Степана Разина в г. Екатеринбурге. Блок секция 1Л".		
Отопление		
Исполнительная схема №3. План 5 этажа с разводкой трубопроводов системы отопления		
Стадия	Лист	Листов
ИД	1	
ООО "СК ОНИС"		

Согласовано	Взам. инб. Н	Подл. и дата	Инб. Н подл.
Гл. спец.			

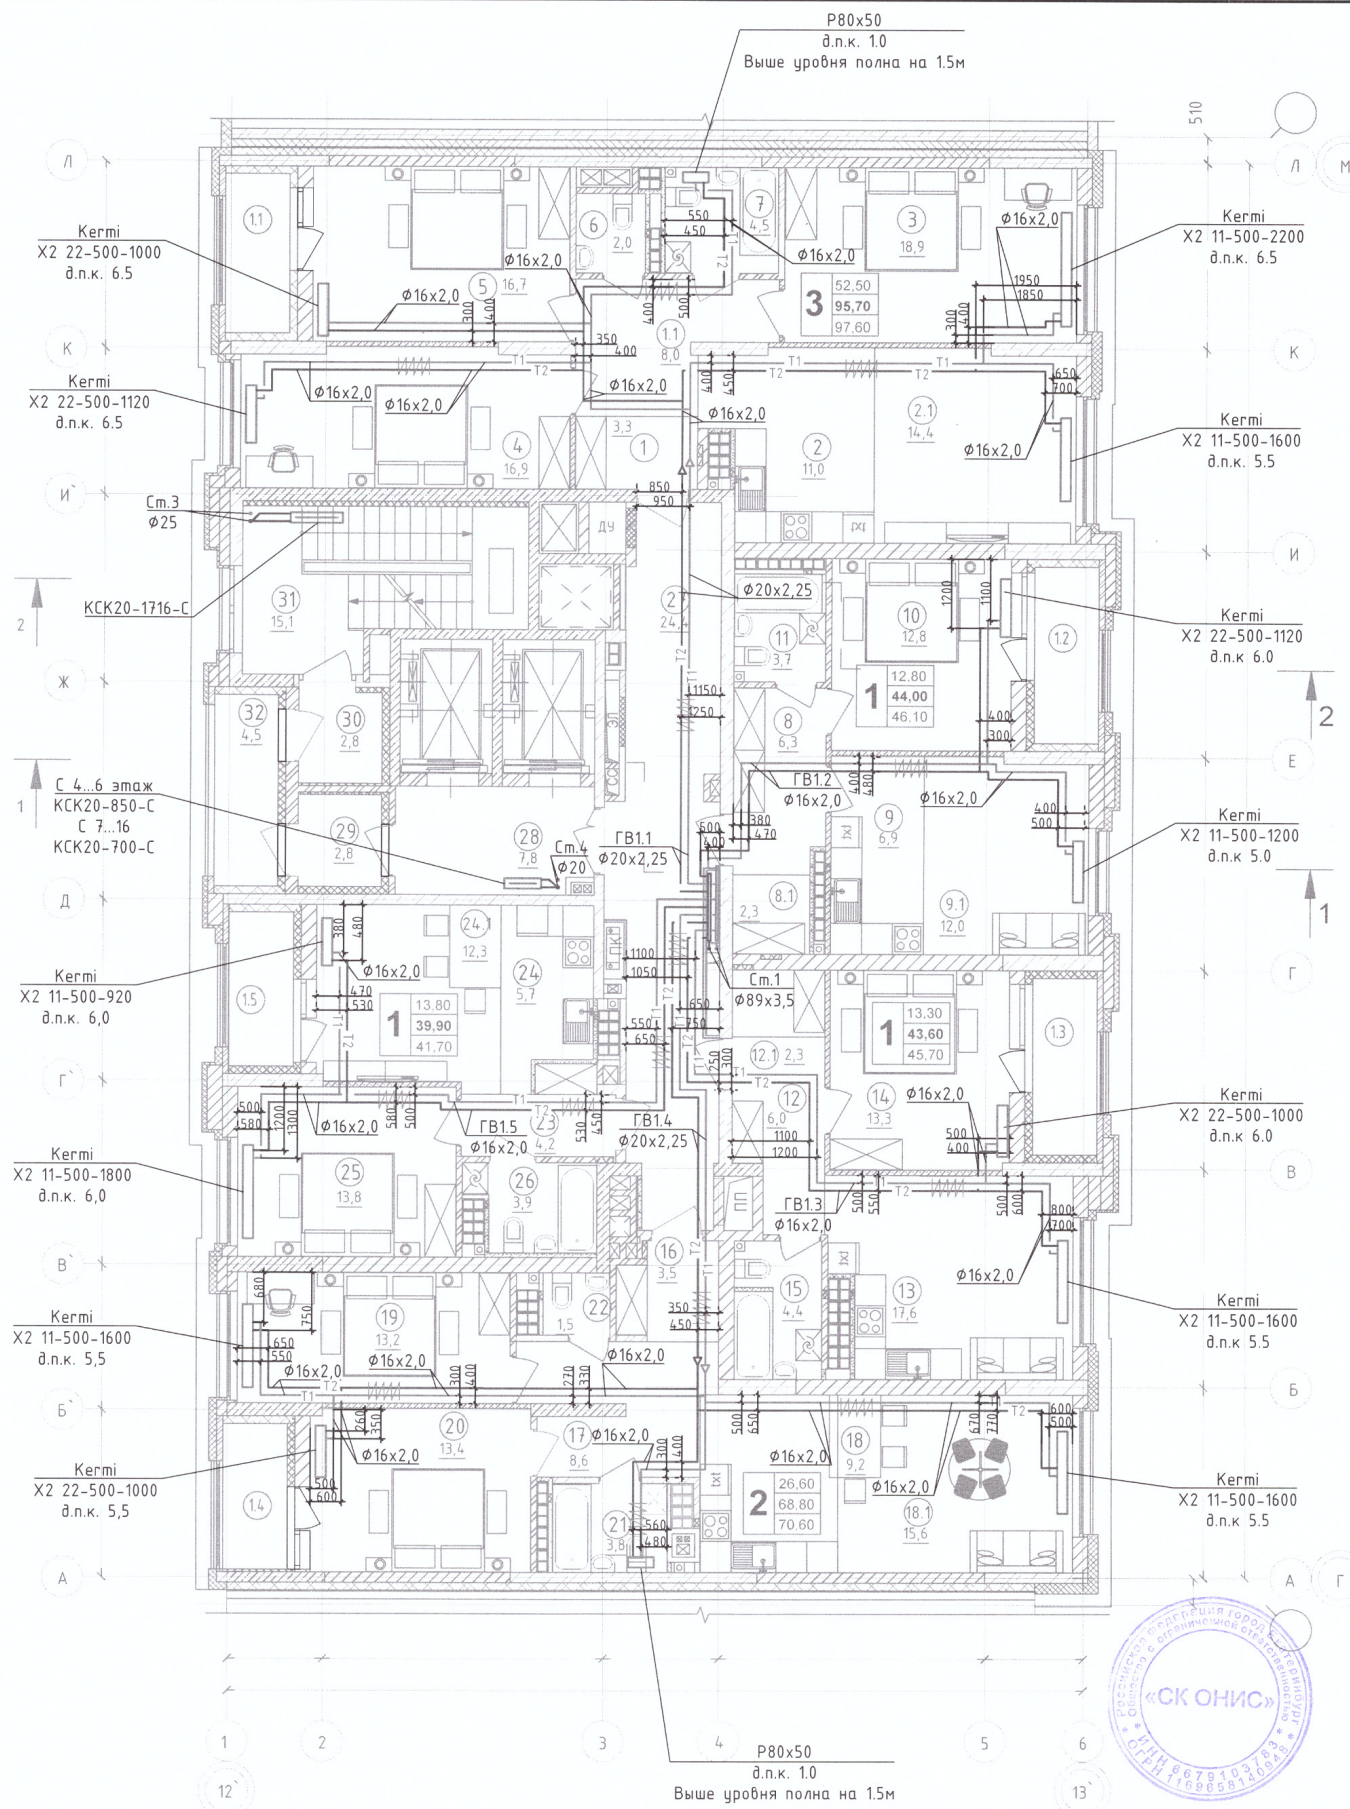


Примечание:
 1. Строительно - монтажные работы выполнены согласно исполнительной схеме
 2. Отклонений по геометрическим параметрам нет
 Иванов П.С. *ИПС*

Изм.	Кол.уч.	Лист	№ док.	Подпись	Дата
Разработал	Сумаков			<i>Сумаков</i>	04.22
Проверил	Иванов			<i>Иванов</i>	04.22

01-Л-ОВ.ИД		
"Многосекционный жилой дом с нежилыми помещениями на первых этажах и подземной автостоянкой по ул. Чапаева - Шорса - Степана Разина в г. Екатеринбурге. Блок секция 1Л".		
Отопление	Стадия	Лист
	ИД	1
Исполнительная схема №4. План 6 этажа с разводкой трубопроводов системы отопления		Листов
		000 "СК ОНИС"


Согласовано		Гл. спец.
Взам. инж. Н		
Подл. и дата		
Инф. N подл.		

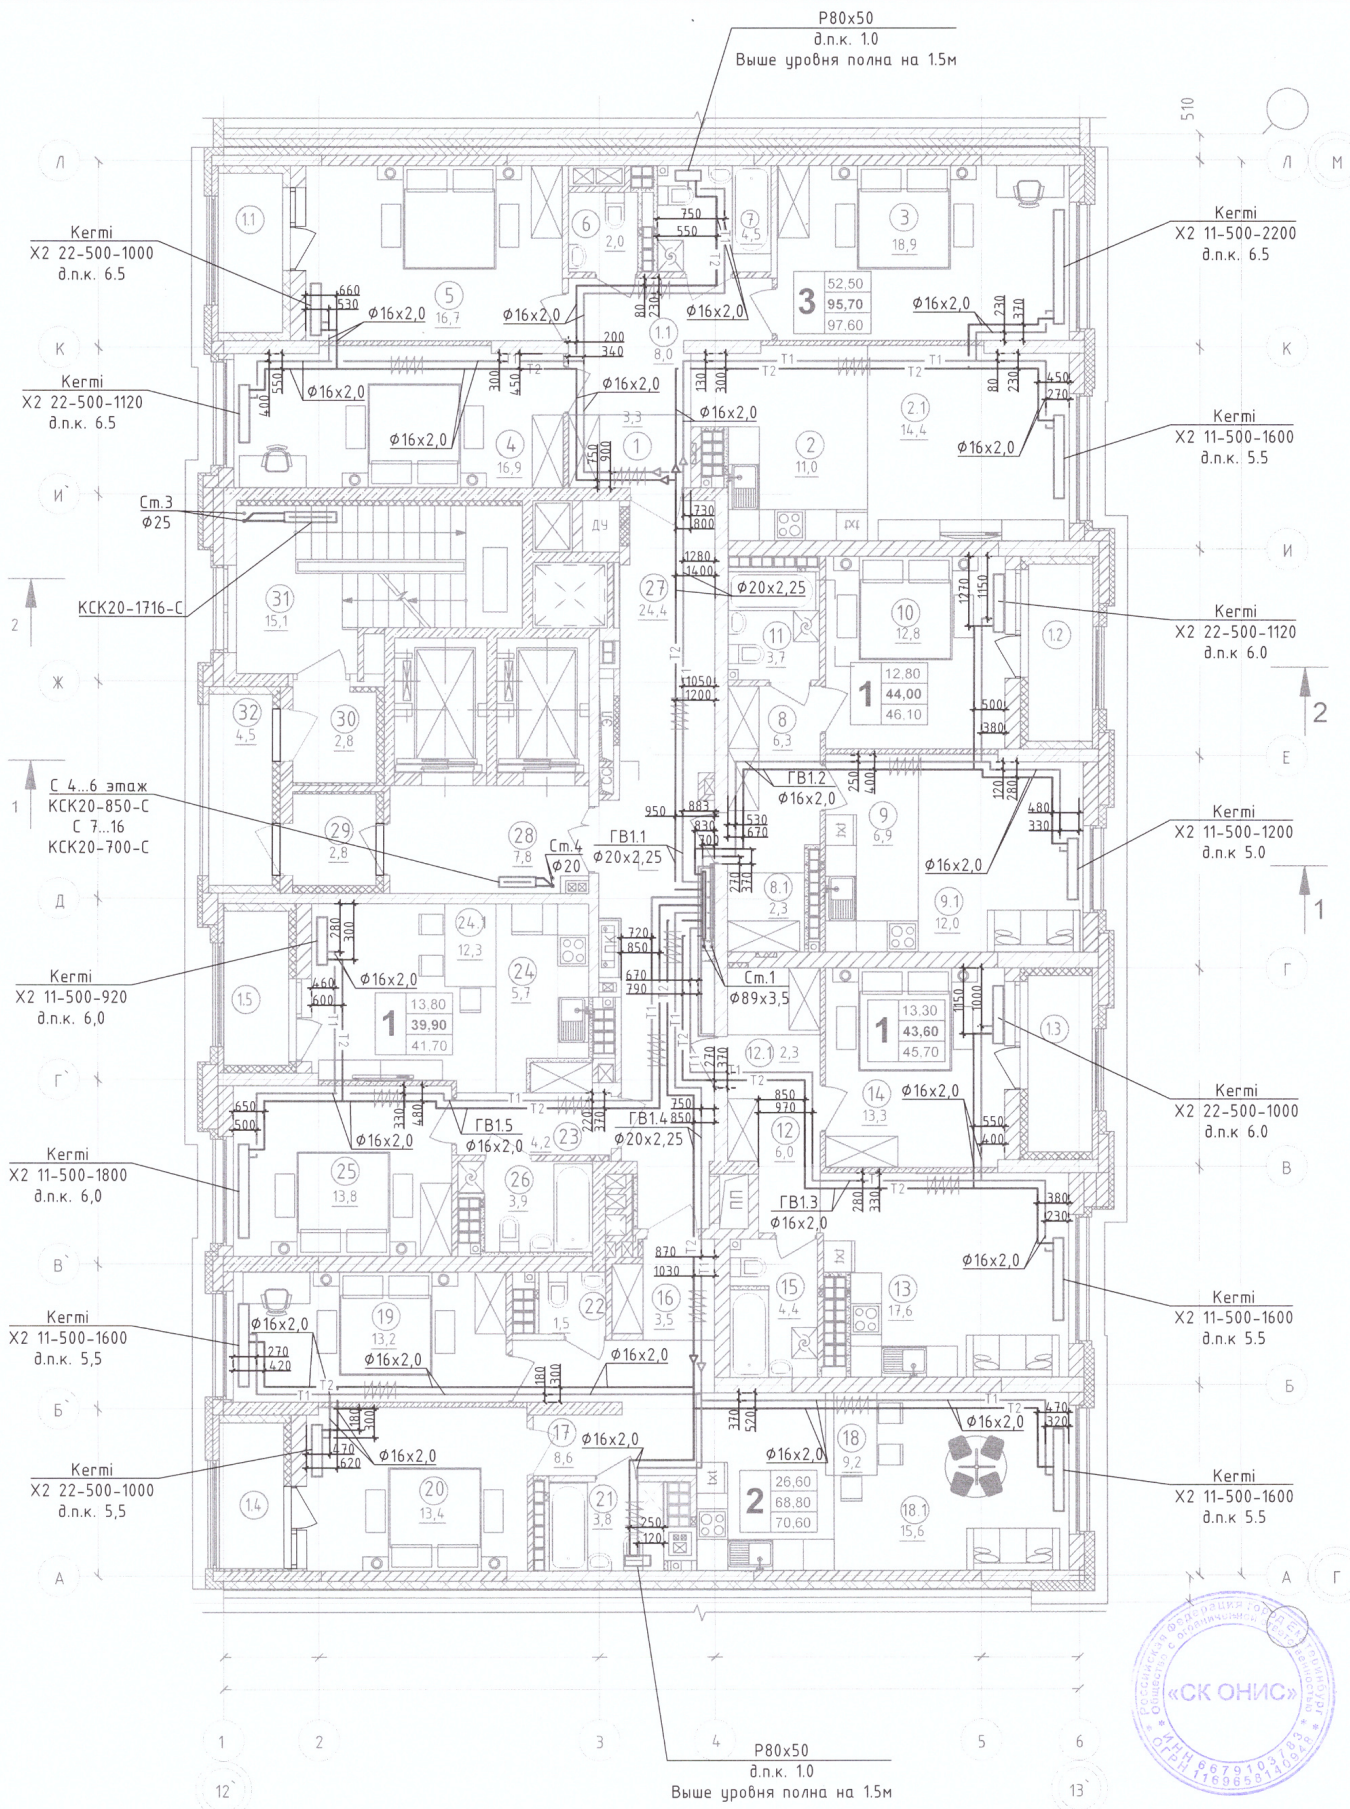

Согласовано		
	Гл. спец.	
Взам. инв. N		
Инв. N подл.		

Примечание:
 1. Строительно - монтажные работы выполнены согласно исполнительной схеме
 2. Отклонений по геометрическим параметрам нет
 Иванов П.С. *Иванов*

						01-Л-ОВ.ИД		
						"Многосекционный жилой дом с нежилыми помещениями на первых этажах и подземной автостоянкой по ул. Чапаева - Шорса - Степана Разина в г. Екатеринбург. Блок секция 1Л".		
Изм.	Кол.уч.	Лист	№ док.	Подпись	Дата	Отопление	Стадия	Лист
Разработал	Симаков			<i>Симаков</i>	05.22		ИД	1
Проверил	Иванов			<i>Иванов</i>	05.22	Исполнительная схема №5. План 7 этажа с разводкой трубопроводов системы отопления	ООО "СК ОНИС"	

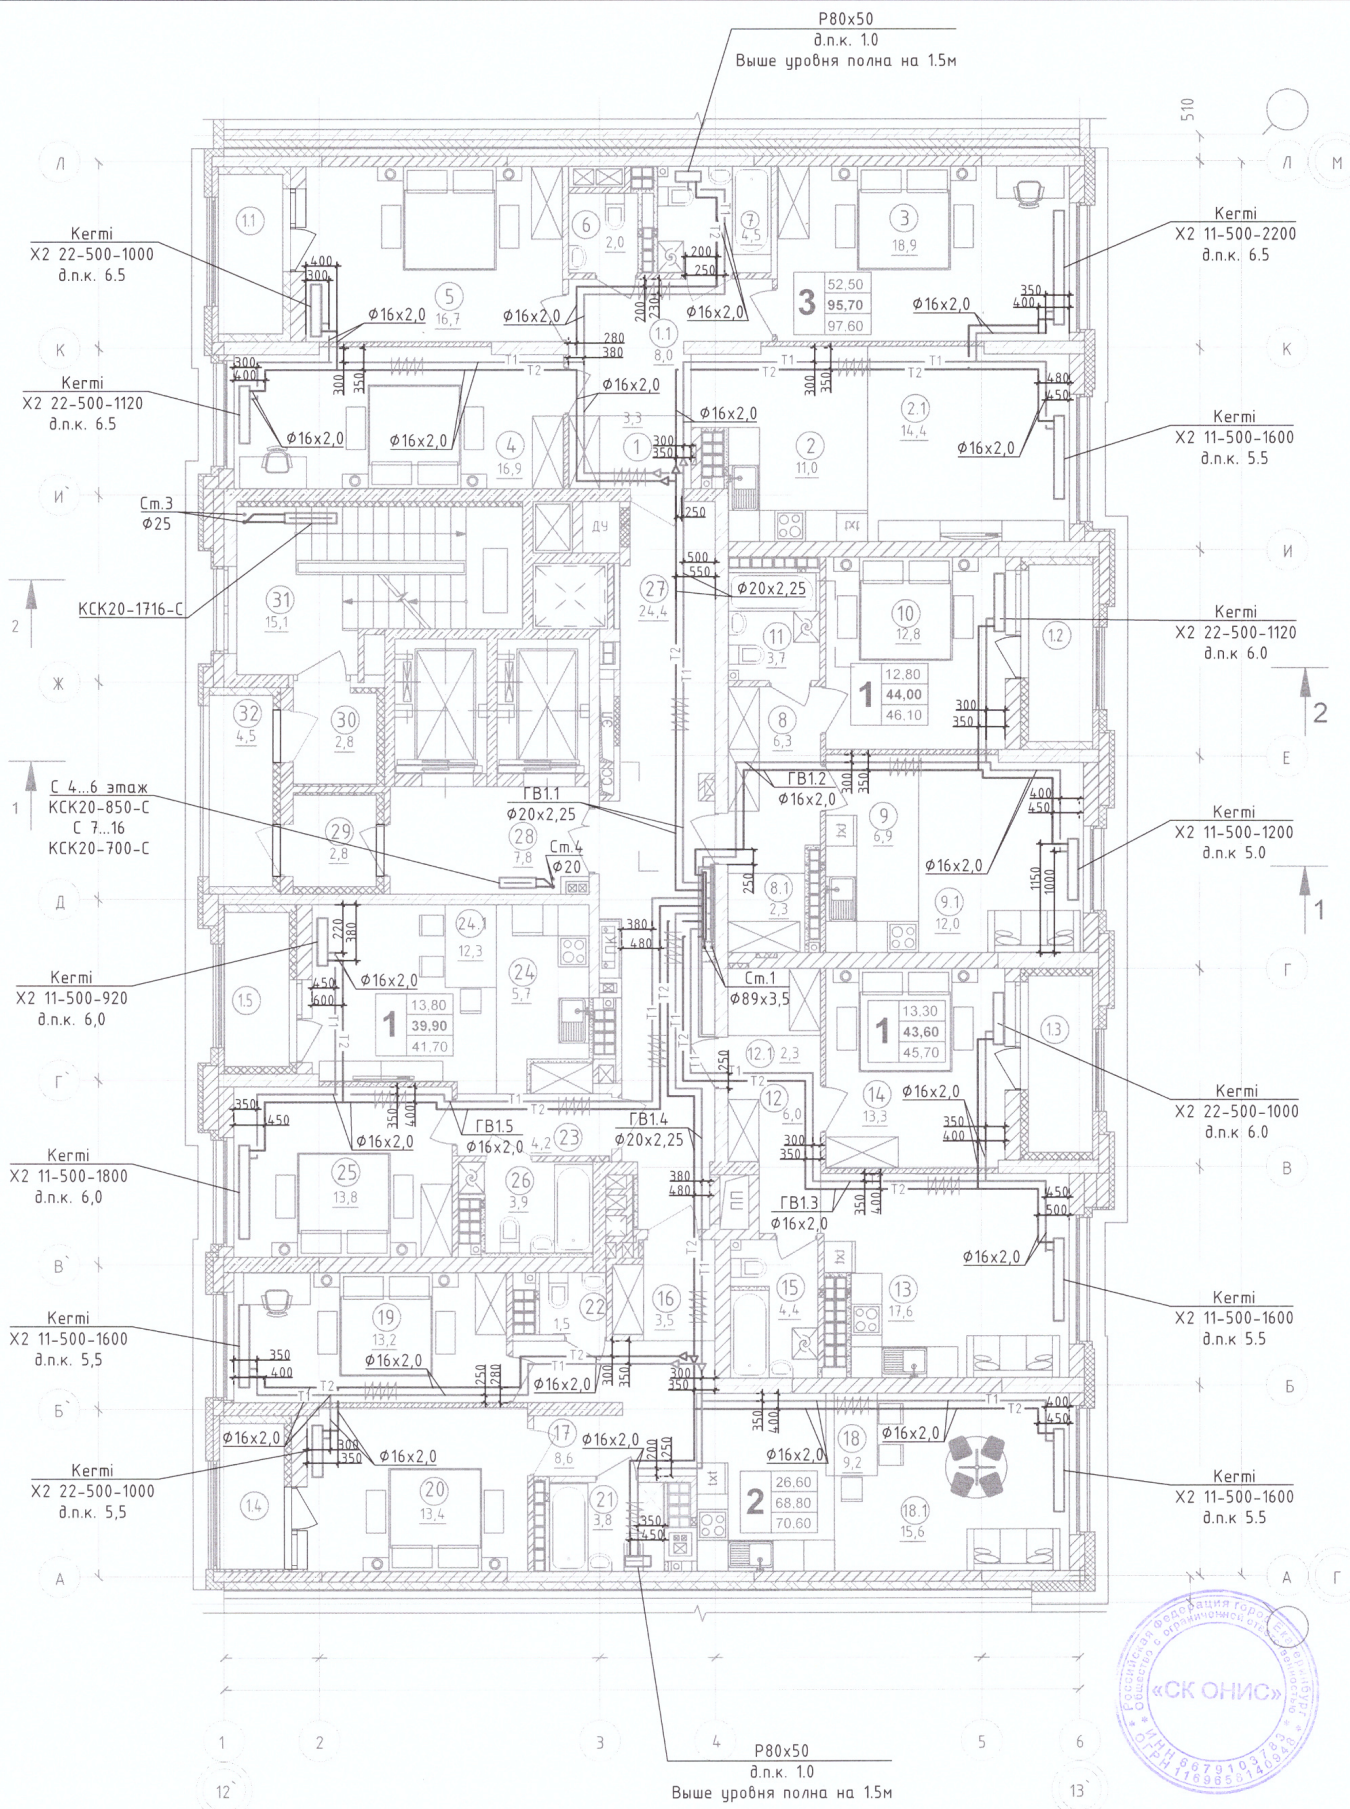


Примечание:
 1. Строительно - монтажные работы выполнены согласно исполнительной схеме
 2. Отклонений по геометрическим параметрам нет
 Иванов П.С. *Иванов*

Изм.	Кол.уч.	Лист	№ док.	Подпись	Дата
Разработал	Симаков			<i>Симаков</i>	05.22
Проверил	Иванов			<i>Иванов</i>	05.22

01-Л-ОВ.ИД		
"Многосекционный жилой дом с нежилыми помещениями на первых этажах и подземной автостоянкой по ул. Чапаева - Шорса - Степана Разина в г. Екатеринбурге. Блок секция 1Л".		
Отопление		
ИД	Лист	Листов
	1	
Исполнительная схема №9. План 11 этажа с разводкой трубопроводов системы отопления		ООО "СК ОНИС"


Согласовано	Взам. инв. N	Подл. и дата	Инв. N подл.
Гл. спец.			

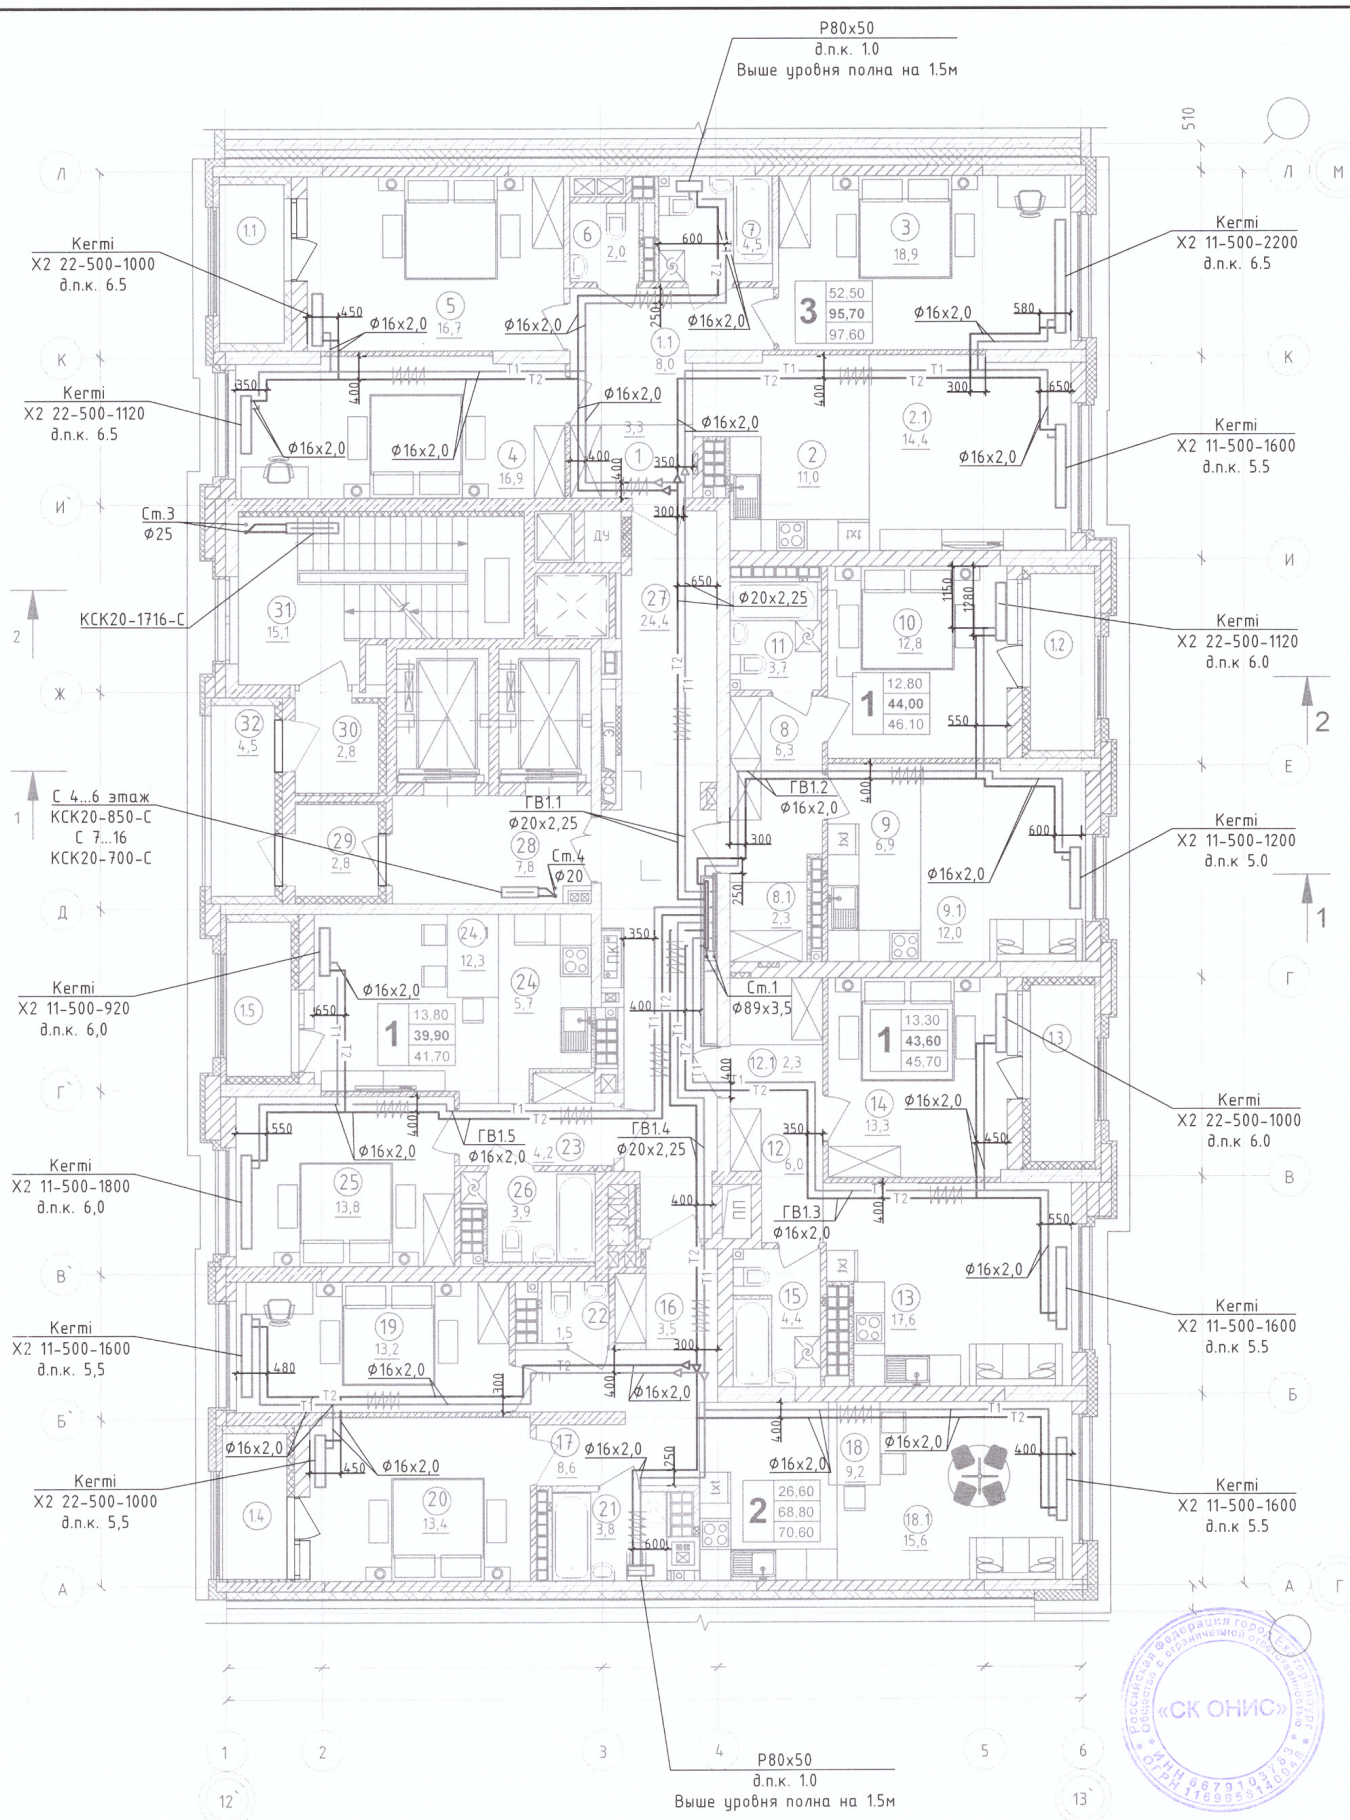

Примечание:
 1. Строительно - монтажные работы выполнены согласно исполнительной схеме
 2. Отклонений по геометрическим параметрам нет
 Иванов П.С. *Иванов*

						01-Л-ОВ.ИД		
						"Многосекционный жилой дом с нежилыми помещениями на первых этажах и подземной автостоянкой по ул. Чапаева - Щорса - Степана Разина в г. Екатеринбурге. Блок секция 1Л".		
Изм.	Кол.уч.	Лист	№ док.	Подпись	Дата	Отопление	Стадия	Лист
Разработал	Симаков			<i>Иванов</i>	05.22		ИД	1
Проверил	Иванов				05.22	Исполнительная схема №10. План 12 этажа с разводкой трубопроводов системы отопления	000 "СК ОНИС"	


Согласовано				
	Взам. инж. Н			
	Подл. и дата			
	Инж. Н. подл.			
	Гл. спец.			

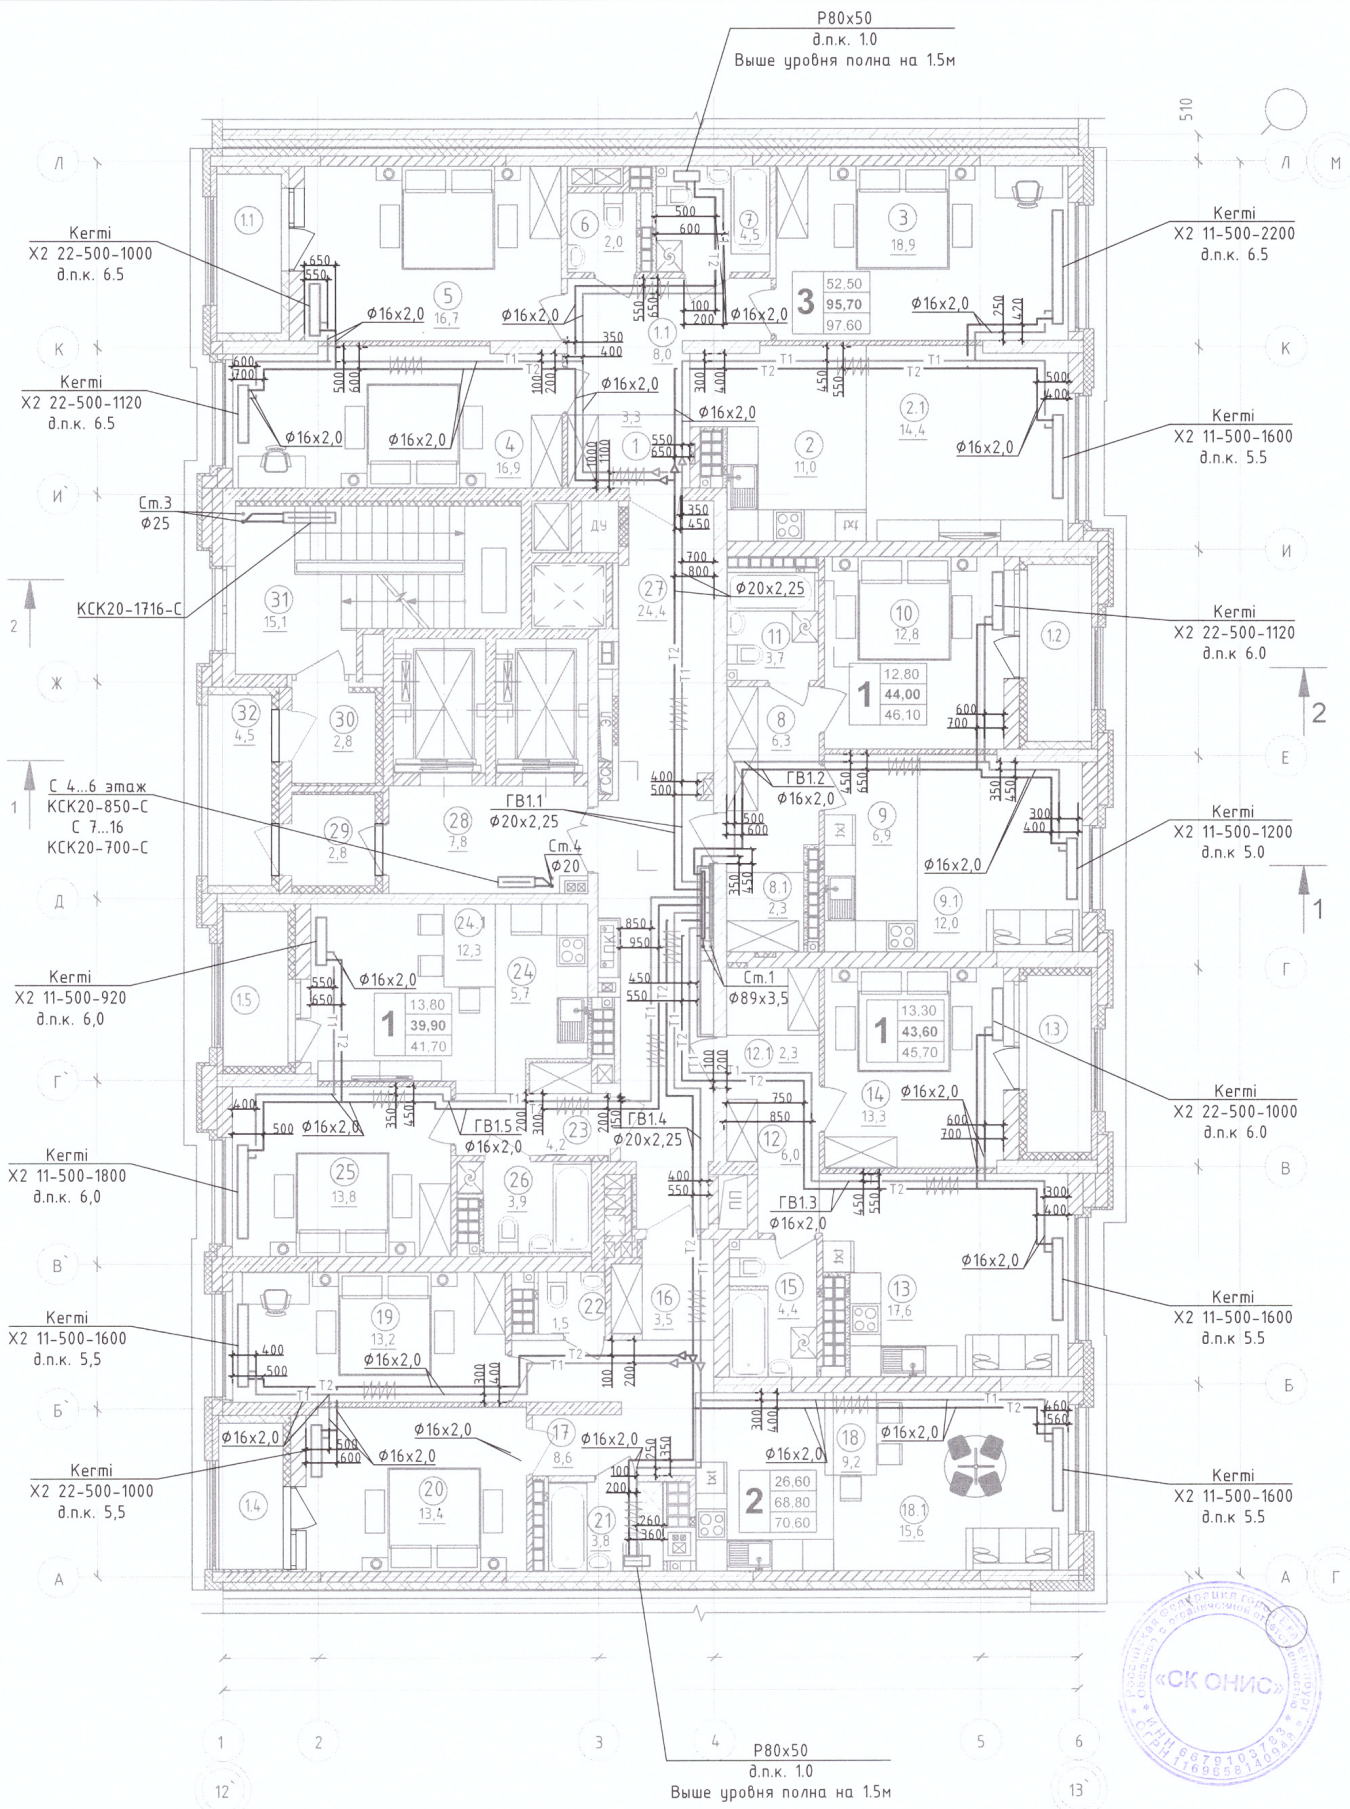

Примечание:
 1. Строительно - монтажные работы выполнены согласно исполнительной схеме
 2. Отклонений по геометрическим параметрам нет
 Иванов П.С. *Иванов*

					01-Л-ОВ.ИД		
					"Многосекционный жилой дом с нежилыми помещениями на первых этажах и подземной автостоянкой по ул. Чапаева - Щорса - Степана Разина в г. Екатеринбург. Блок секция 1Л".		
Изм.	Кол.уч.	Лист	№ док.	Подпись	Дата	Стадия	Лист
Разработал	Симаков			<i>Симаков</i>	05.22	ИД	1
Проверил	Иванов			<i>Иванов</i>	05.22		
Отопление						Листов	
Исполнительная схема №11. План 13 этажа с разводкой трубопроводов системы отопления						000 "СК ОНИС"	


Согласовано				
	Гл. спец.			
Взам. инв. N				
Подл. и дата				
Инв. N подл.				

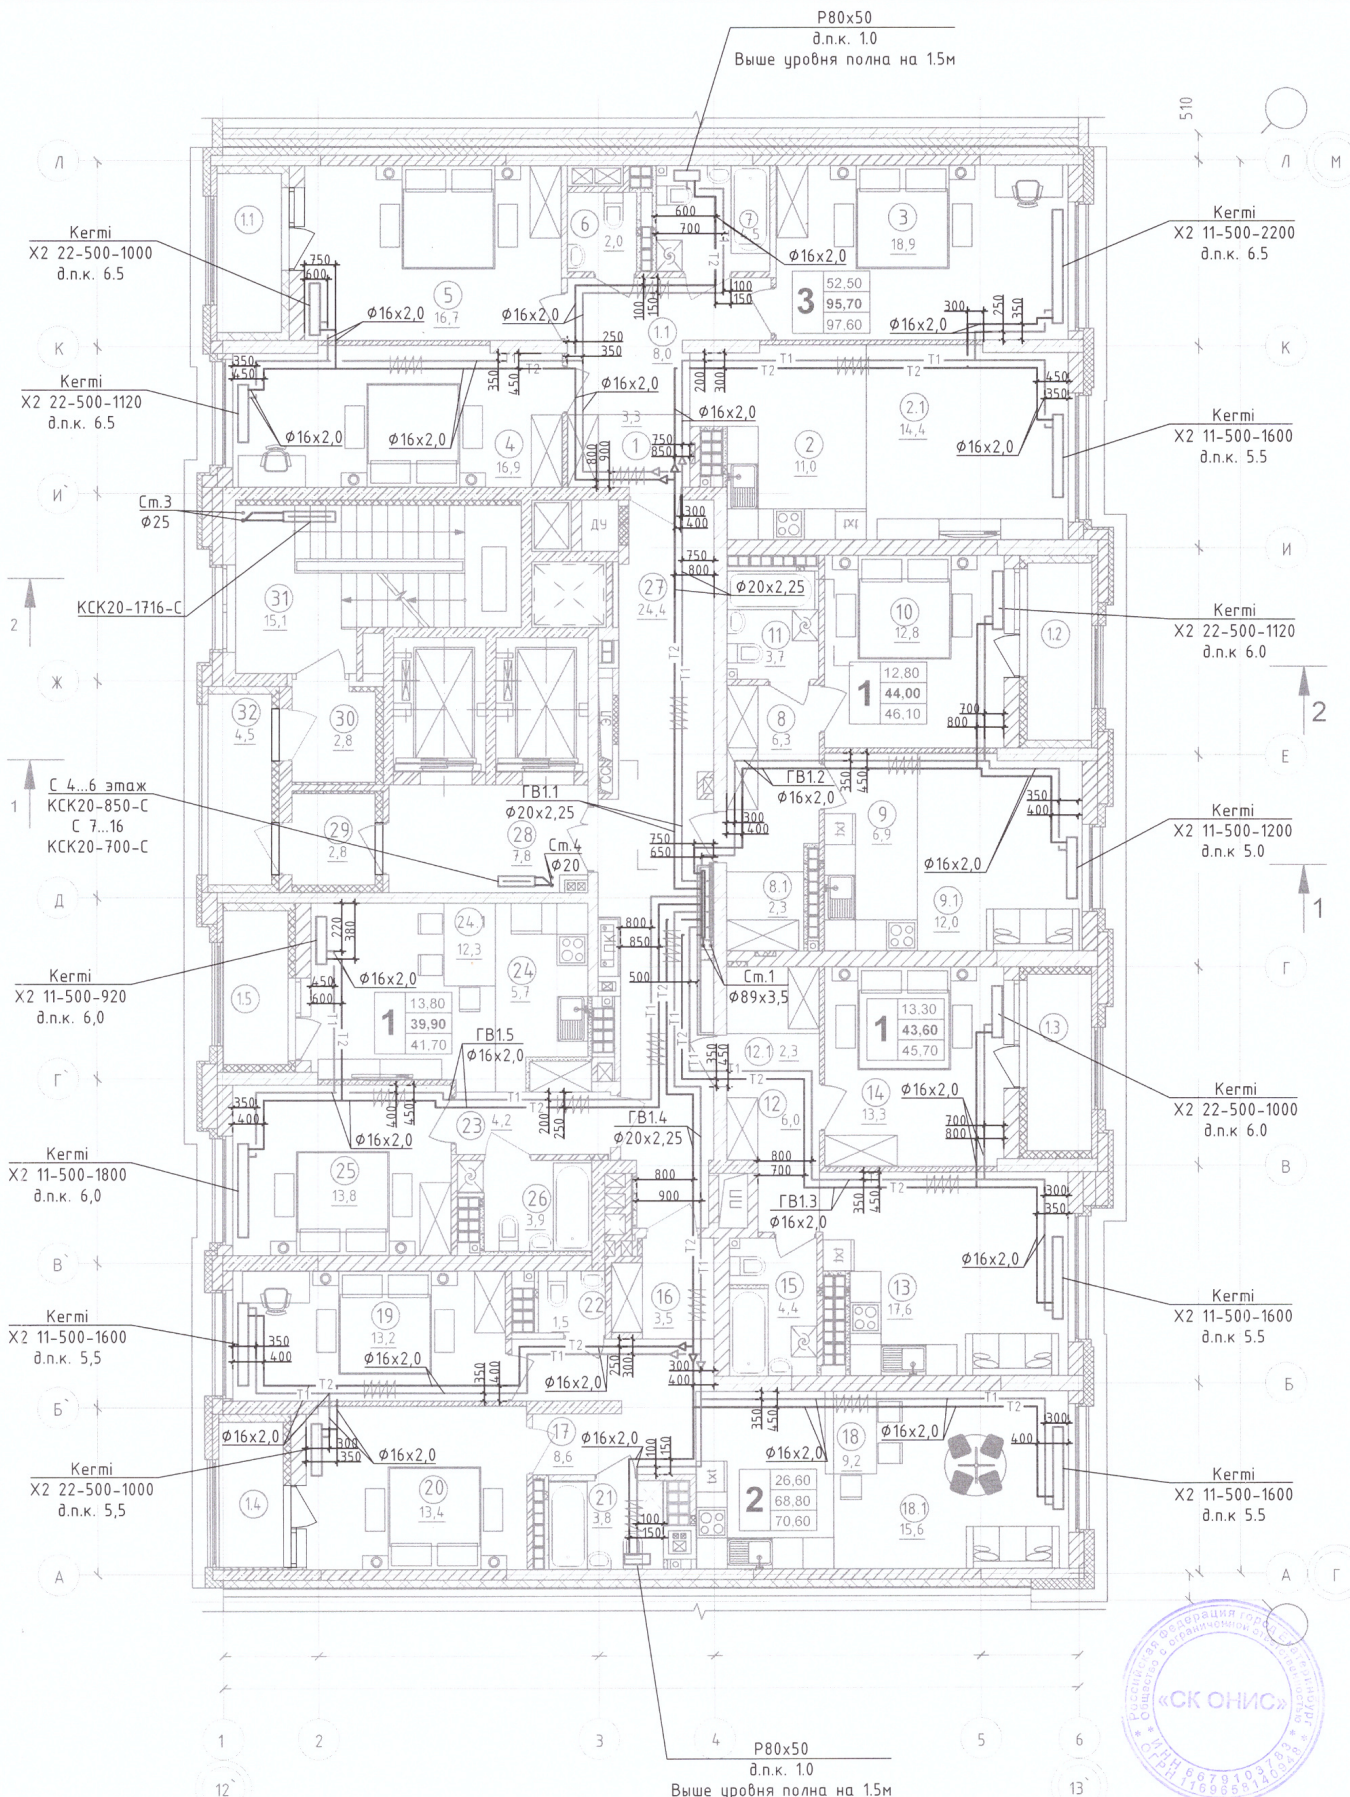

Примечание:
 1. Строительно - монтажные работы выполнены согласно исполнительной схеме
 2. Отклонений по геометрическим параметрам нет
 Иванов П.С. *Иванов*

						01-Л-ОВ.ИД		
						"Многосекционный жилой дом с нежилыми помещениями на первых этажах и подземной автостоянкой по ул. Чапаева - Щорса - Степана Разина в г. Екатеринбург. Блок секция 1Л".		
Изм.	Кол.уч.	Лист	№ док.	Подпись	Дата	Отопление	Стадия	Лист
Разработал	Симаков			<i>Симаков</i>	05.22		ИД	1
Проверил	Иванов			<i>Иванов</i>	05.22	Исполнительная схема №12. План 14 этажа с разводкой трубопроводов системы отопления	000 "СК ОНИС"	


Согласовано				
Гл. спец.				
Взам. инж. Н				
Подл. и дата				
Инф. Н подл.				

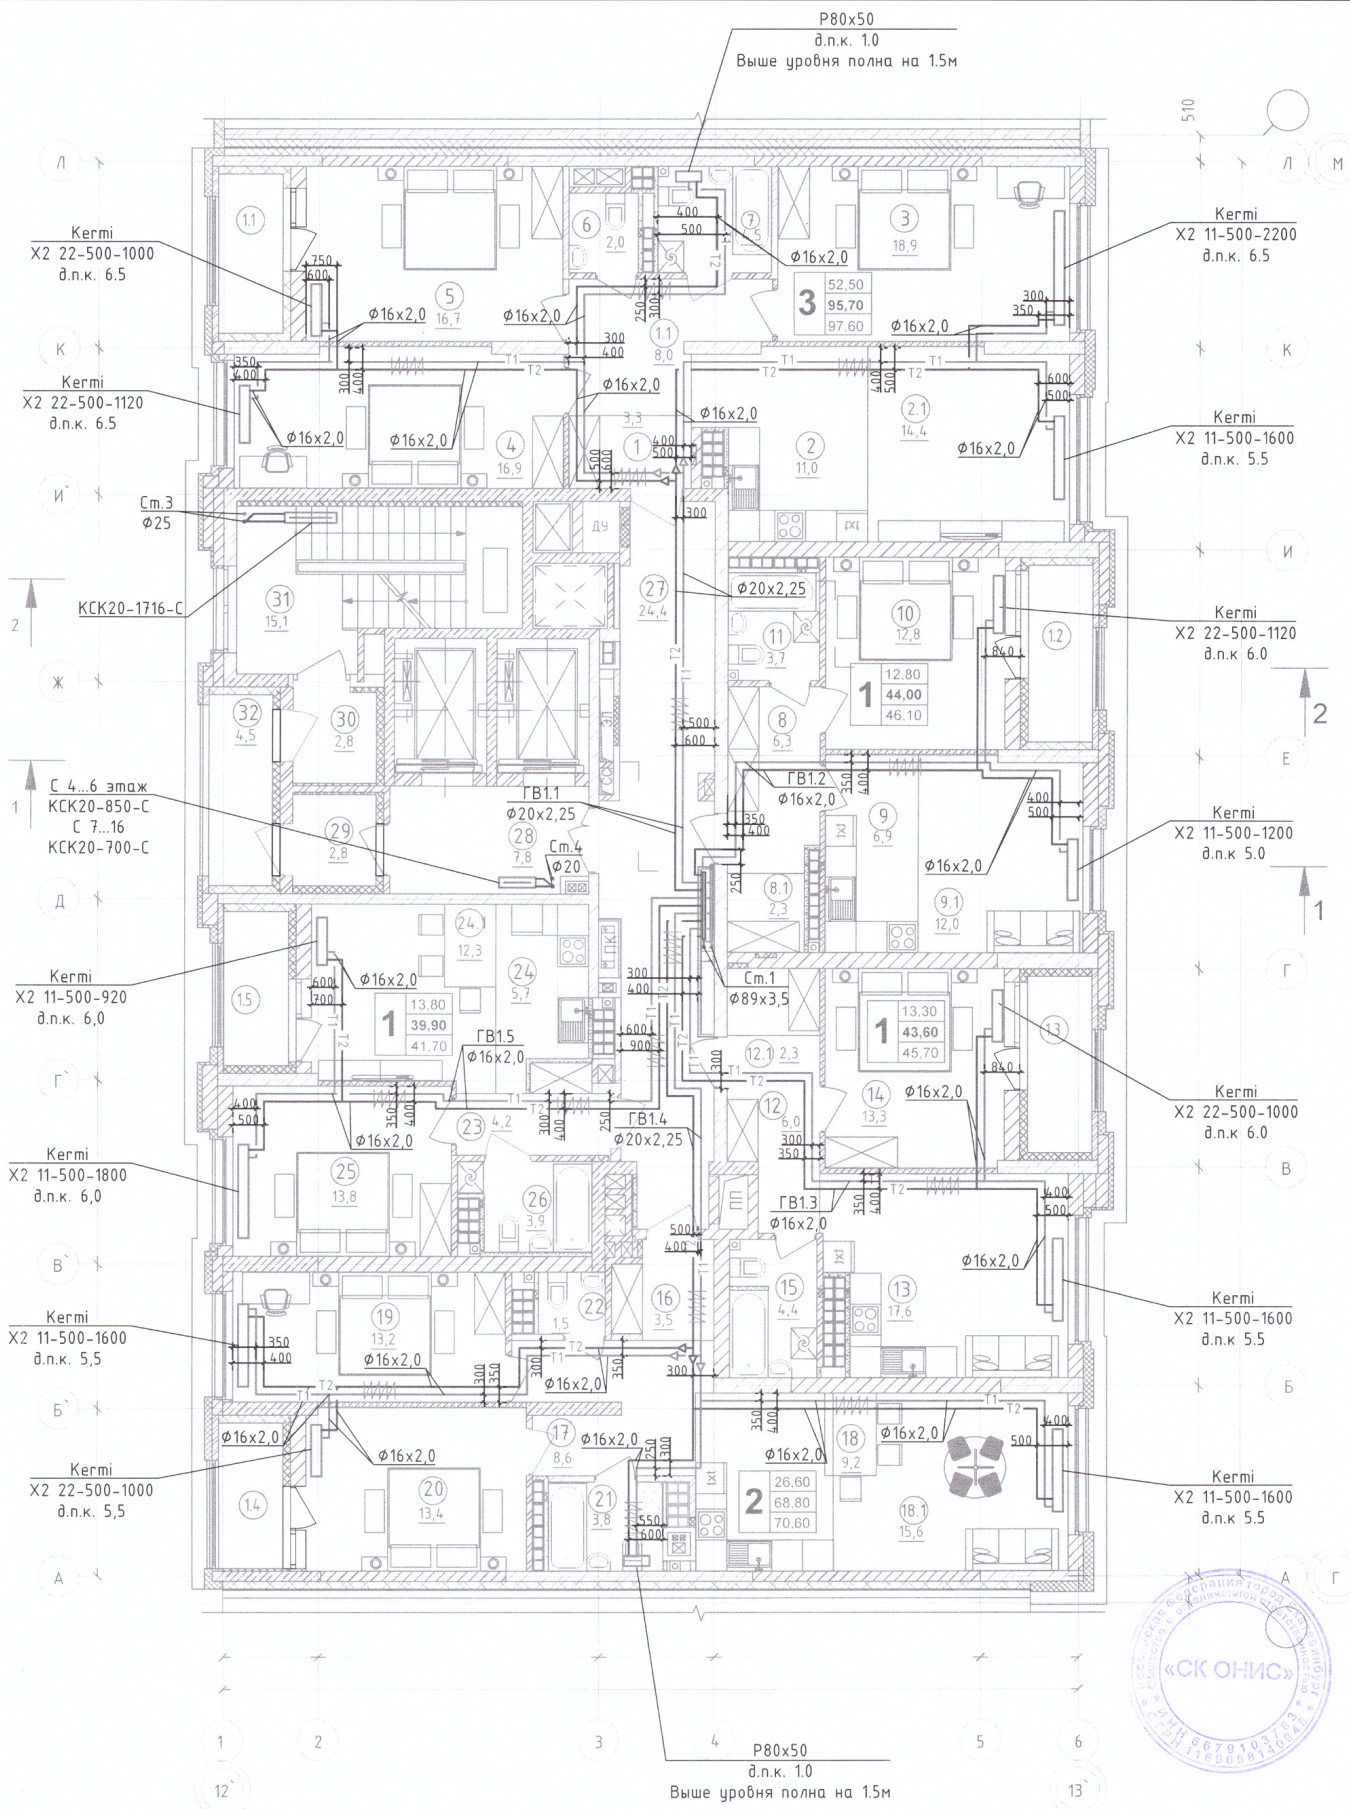

Примечание:
 1. Строительно - монтажные работы выполнены согласно исполнительной схеме
 2. Отклонений по геометрическим параметрам нет
 Иванов П.С.

Согласовано					
Гл. спец.					
Взам. инв. N					
Подл. и дата					
Инв. N подл.					


						01-Л-ОВ.ИД		
						"Многосекционный жилой дом с нежилыми помещениями на первых этажах и подземной автостоянкой по ул. Чапаева - Шорса - Степана Разина в г. Екатеринбурге. Блок секция 1Л".		
Изм.	Кол.уч.	Лист	№ док.	Подпись	Дата	Отопление	Стадия	Лист
Разработал	Симаков				05.22		ИД	1
Проверил	Иванов				05.22	Исполнительная схема №13. План 15 этажа с разводкой трубопроводов системы отопления		000 "СК ОНИС"

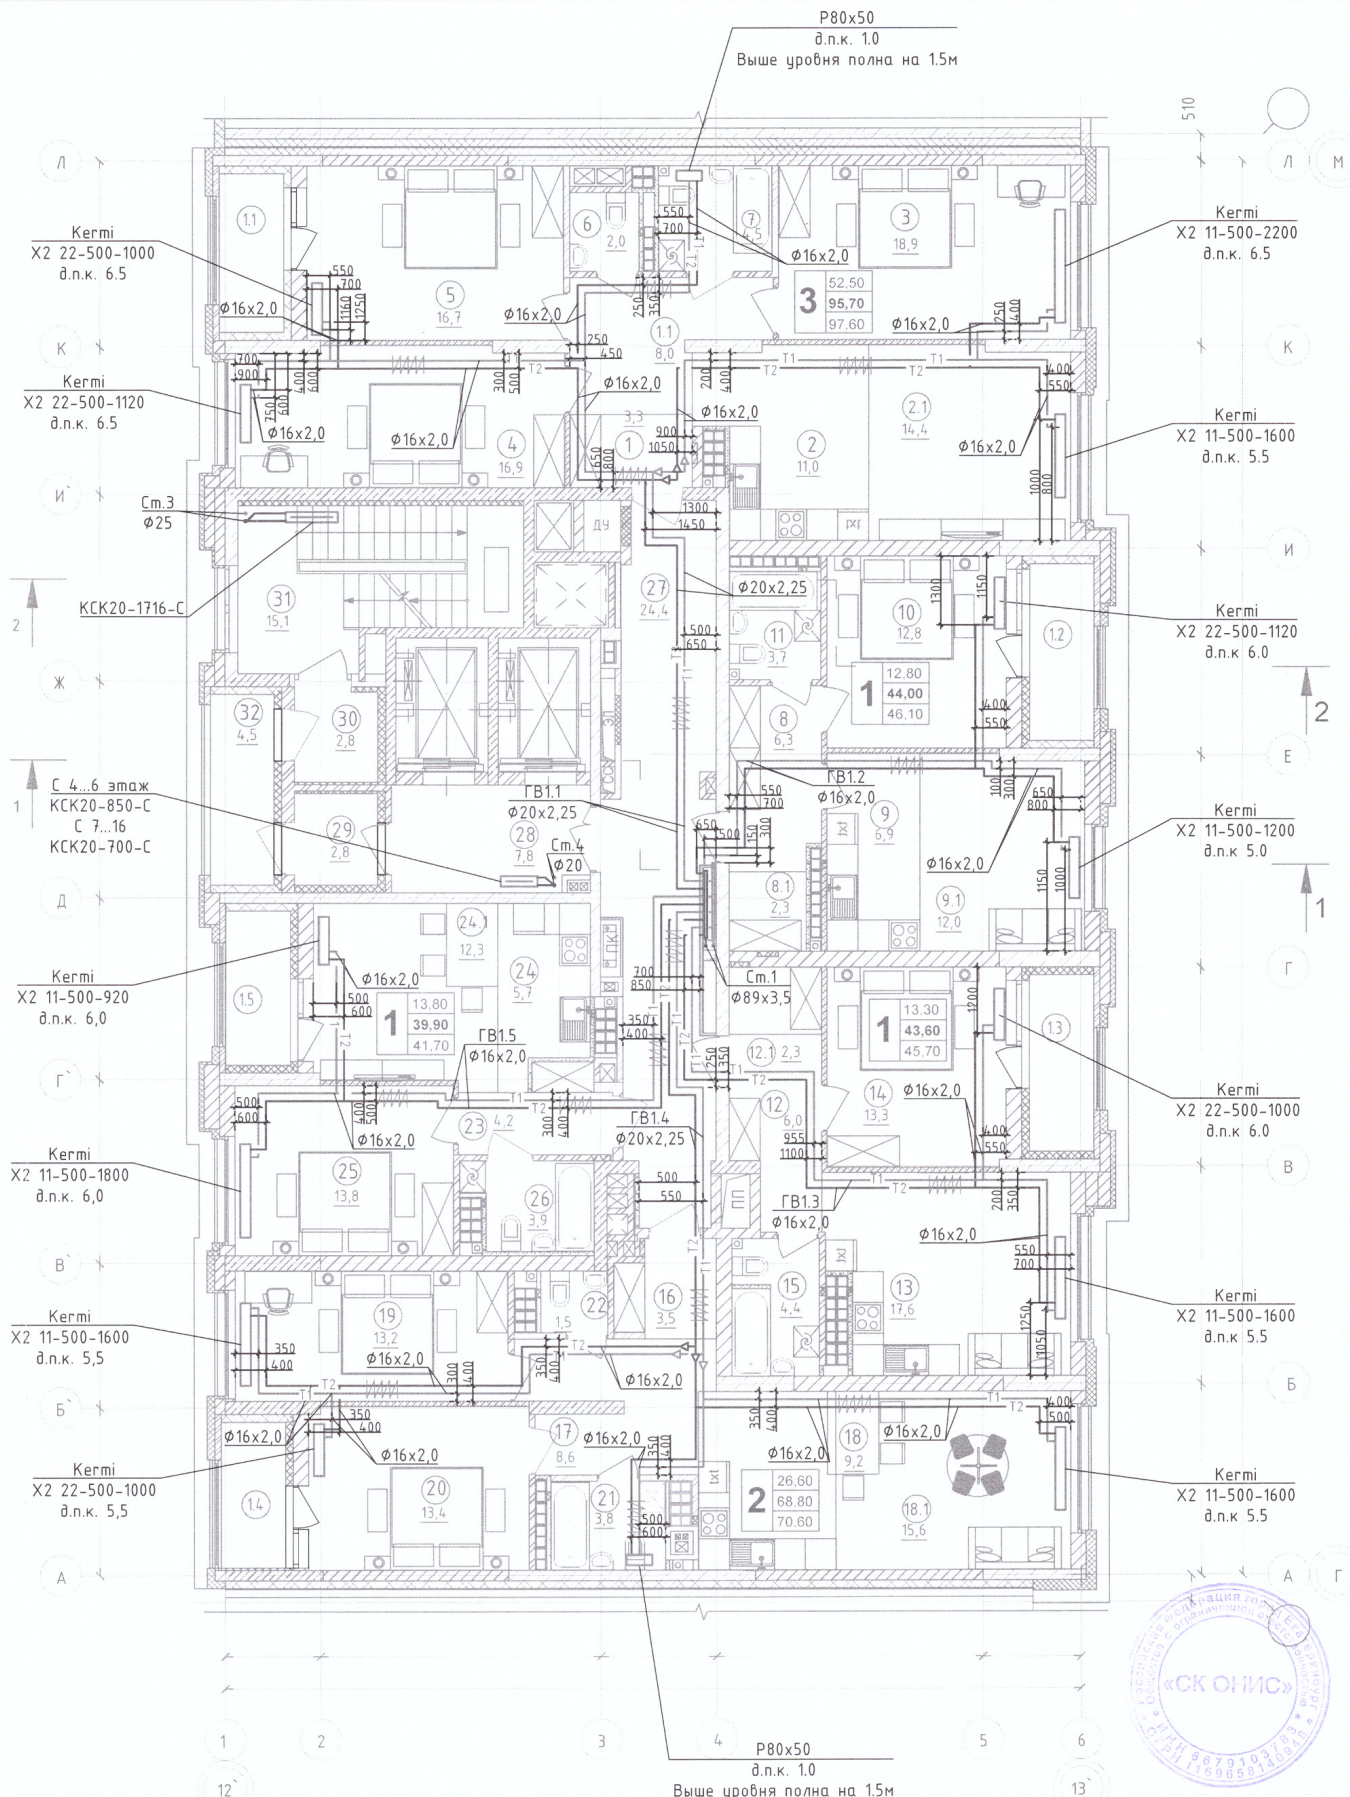

Примечание:
 1. Строительно - монтажные работы выполнены согласно исполнительной схеме
 2. Отклонений по геометрическим параметрам нет
 Иванов П.С. *Иванов*

						01-Л-ОВ.ИД			
						"Многосекционный жилой дом с нежилыми помещениями на первых этажах и подземной автостоянкой по ул. Чапаева – Щорса– Степана Разина в г. Екатеринбурге. Блок секция 1Л".			
Изм.	Кол.уч.	Лист	№ док.	Подпись	Дата	Отопление	Стадия	Лист	Листов
Разработал	Симаков				05.22		ИД	1	
Проверил	Иванов				05.22				
						Исполнительная схема №14. План 16 этажа с разводкой трубопроводов системы отопления	ООО "СК ОНИС"		


Согласовано				
	Гл. спец.			
Взам. инж. Н				
Подл. и дата				
Инф. N подл.				

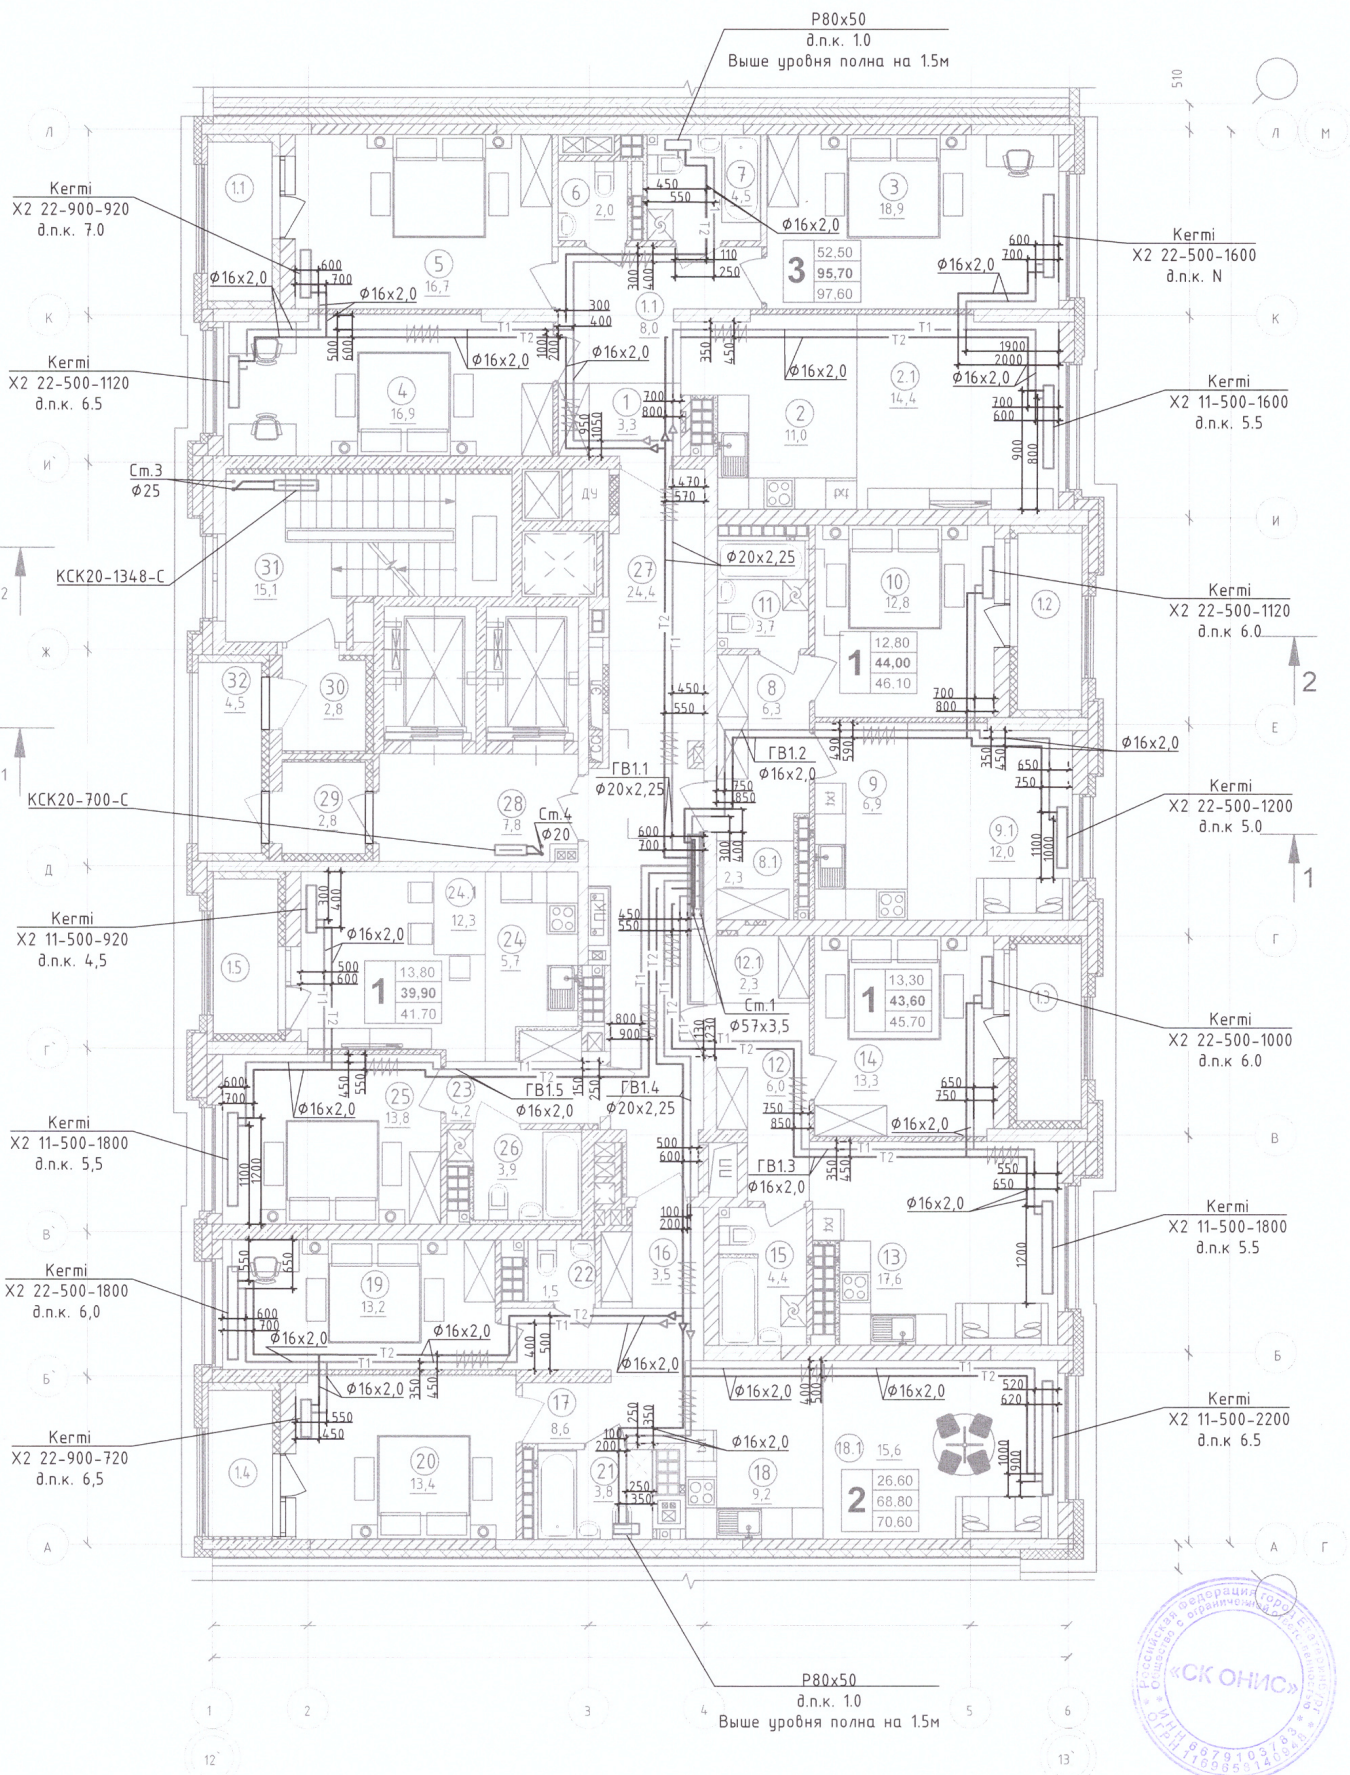

Примечание:
 1. Строительно - монтажные работы выполнены согласно исполнительной схеме
 2. Отклонений по геометрическим параметрам нет
 Иванов П.С. *Иванов*

						01-Л-ОВ.ИД		
						"Многосекционный жилой дом с нежилыми помещениями на первых этажах и подземной автостоянкой по ул. Чапаева - Шорса - Степана Разина в г. Екатеринбург. Блок секция 1Л".		
Изм.	Кол.уч.	Лист	№ док.	Подпись	Дата	Отопление	Стадия	Лист
Разработал	Симаков			<i>Симаков</i>	05.22		ИД	1
Проверил	Иванов			<i>Иванов</i>	05.22	Исполнительная схема №15. План 17 этажа с разводкой трубопроводов системы отопления	ООО "СК ОНИС"	


Согласовано					
Взам. инв. N					
Подл. и дата					
Инв. N подл.					

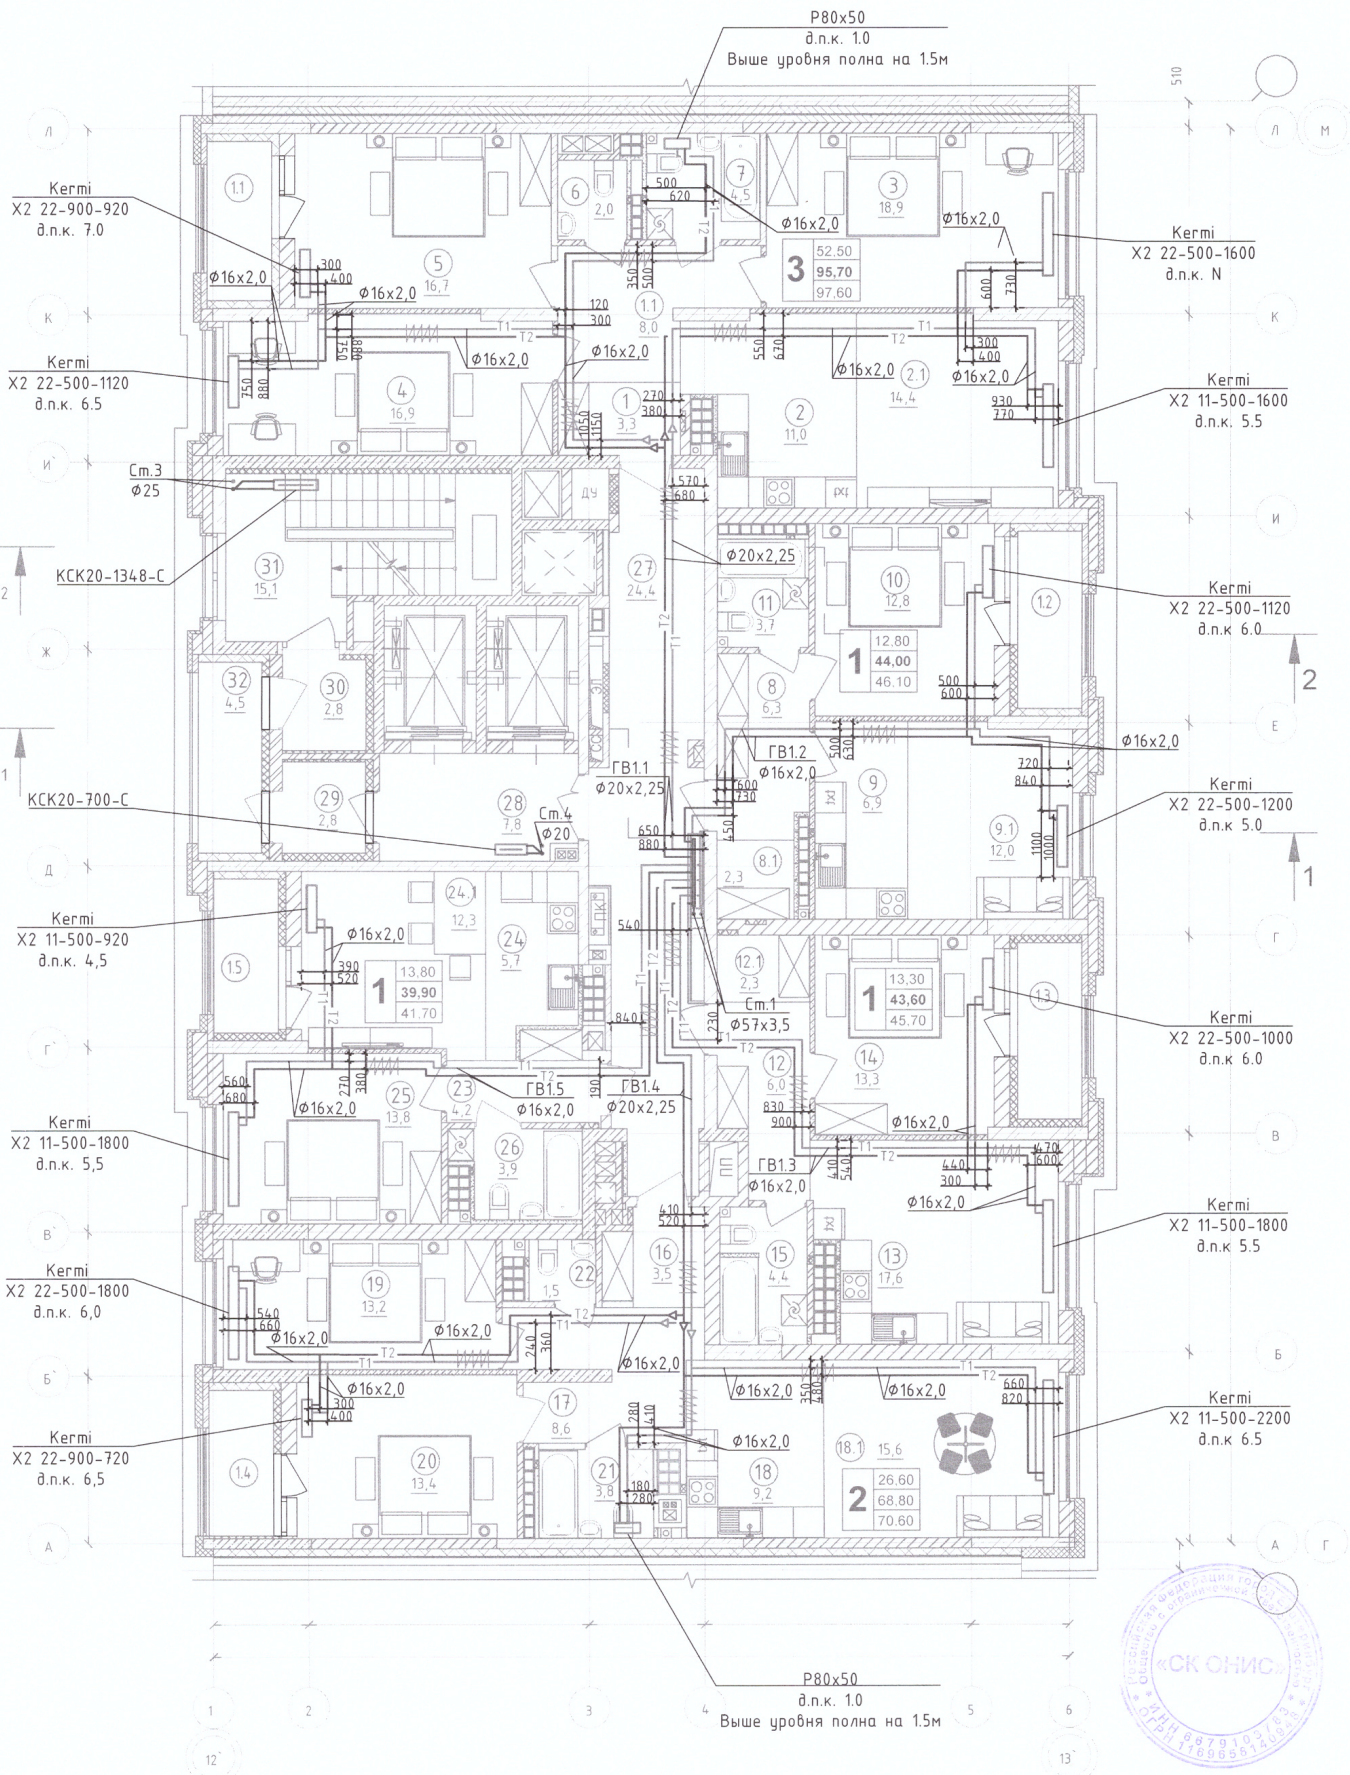

Примечание:
1. Строительно - монтажные работы выполнены согласно исполнительной схеме
2. Отклонений по геометрическим параметрам нет
Иванов П.С. *Иванов*

01-Л-ОВ.ИД					
"Многосекционный жилой дом с нежилыми помещениями на первых этажах и подземной автостоянкой по ул. Чапаева - Щорса - Степана Разина в г. Екатеринбурге. Блок секция 1Л".					
Изм.	Кол.уч.	Лист	№ док.	Подпись	Дата
Разработал	Симаков	<i>Симаков</i>	07.22		
Проверил	Иванов	<i>Иванов</i>	07.22		
Отопление				Стадия	Лист
Исполнительная схема №16. План 18 этажа с разводкой трубопроводов системы отопления				ИД	1
				ООО "СК ОНИС"	


Согласовано					
Гл. спец.					
Взам. инж. Н					
Подл. и дата					
Инф. N подл.					

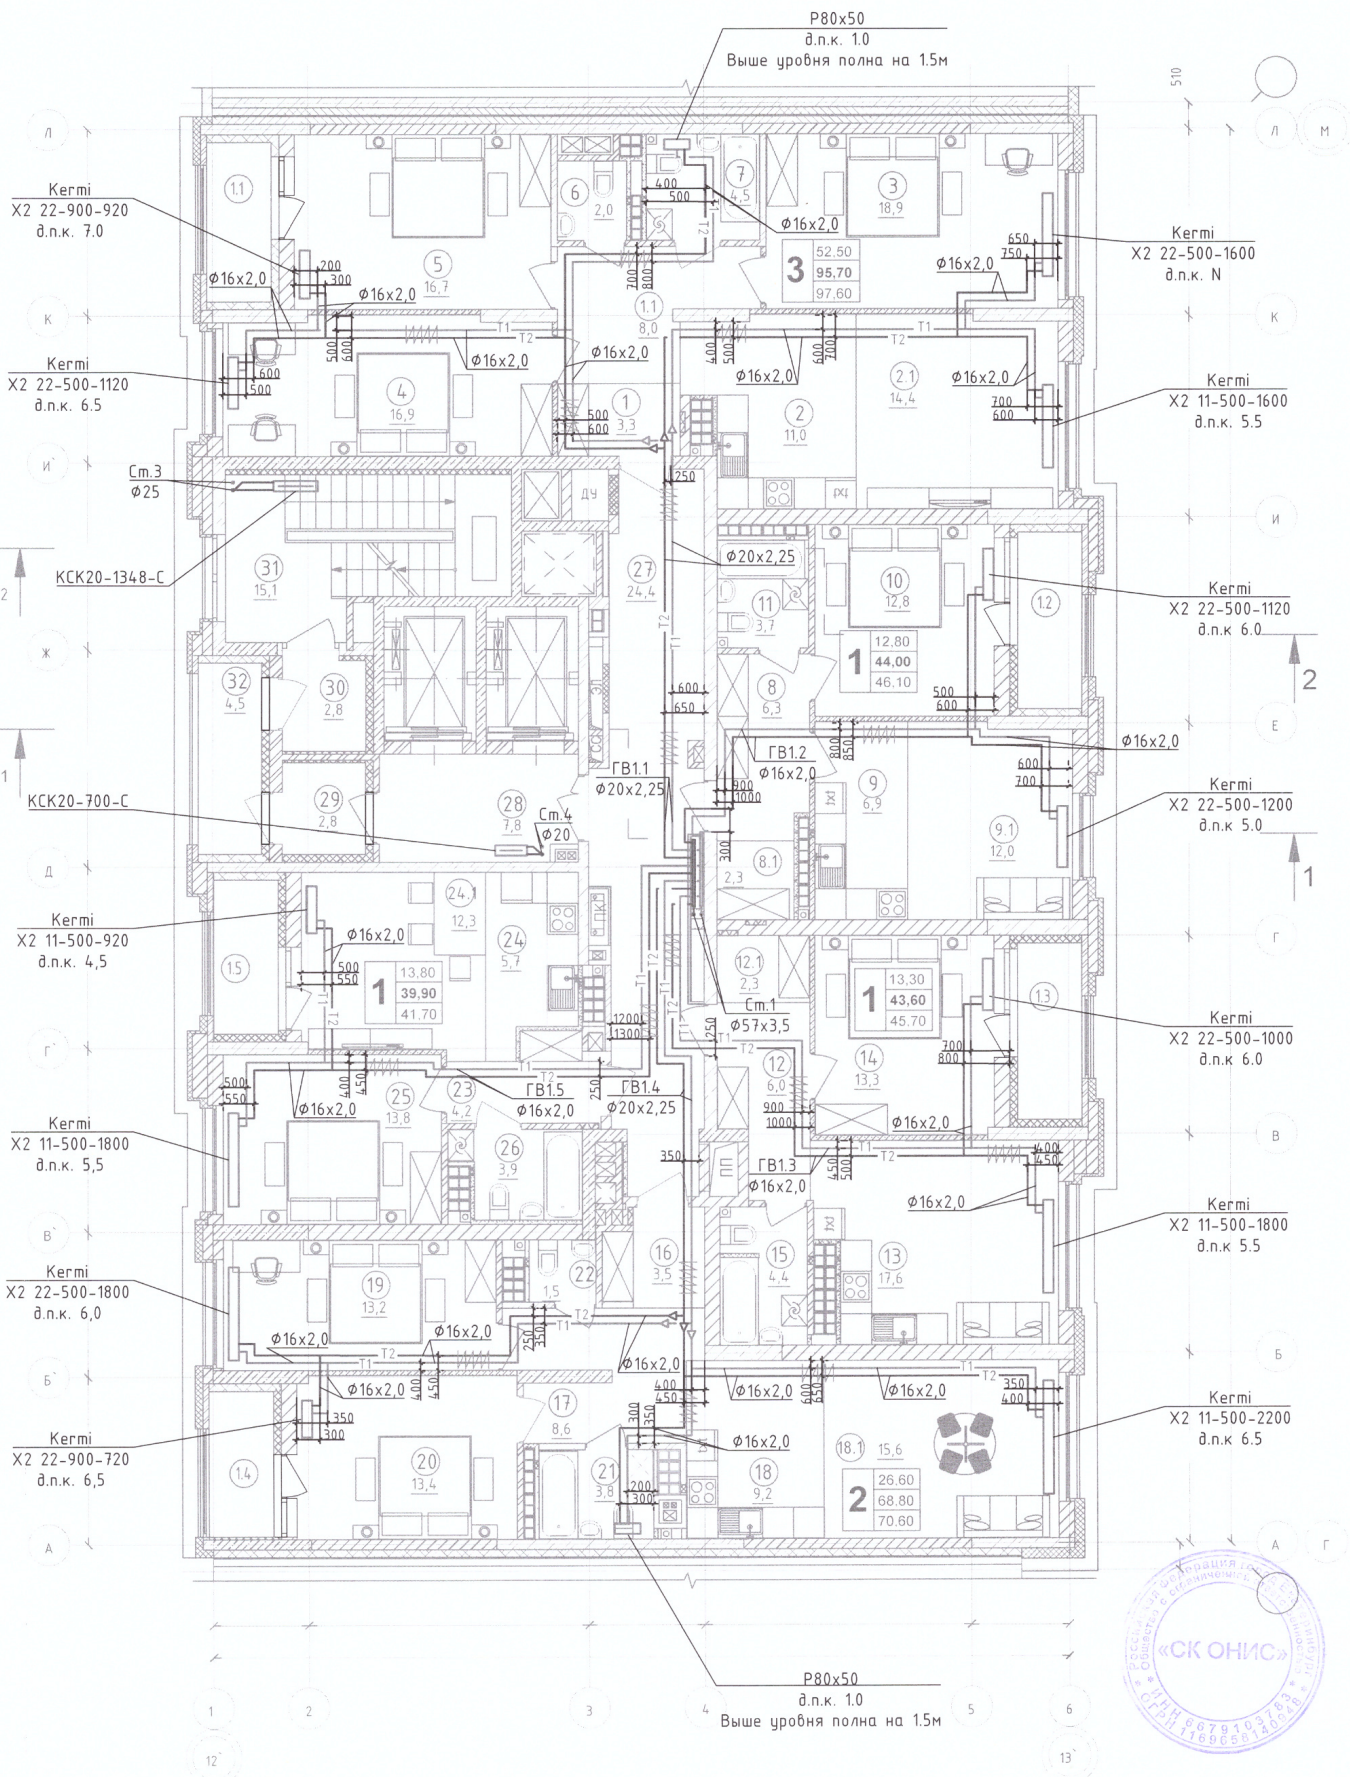

Примечание:
1. Строительно - монтажные работы выполнены согласно исполнительной схеме
2. Отклонений по геометрическим параметрам нет
Иванов П.С. *Иванов*

01-Л-ОВ.ИД					
"Многосекционный жилой дом с нежилыми помещениями на первых этажах и подземной автостоянкой по ул. Чапаева - Щорса - Степана Разина в г. Екатеринбурге. Блок секция 1/1".					
Изм.	Кол.уч.	Лист	№ док.	Подпись	Дата
Разработал	Симаков	<i>Симаков</i>	07.22		
Проверил	Иванов	<i>Иванов</i>	07.22		
Отопление				Стадия	Лист
				ИД	1
Исполнительная схема №17. План 19 этажа с разводкой трубопроводов системы отопления				000 "СК ОНИС"	

Согласовано					
Гл. спец.					
Взам. инж. Н					
Подл. и дата					
Инж. Н. подл.					

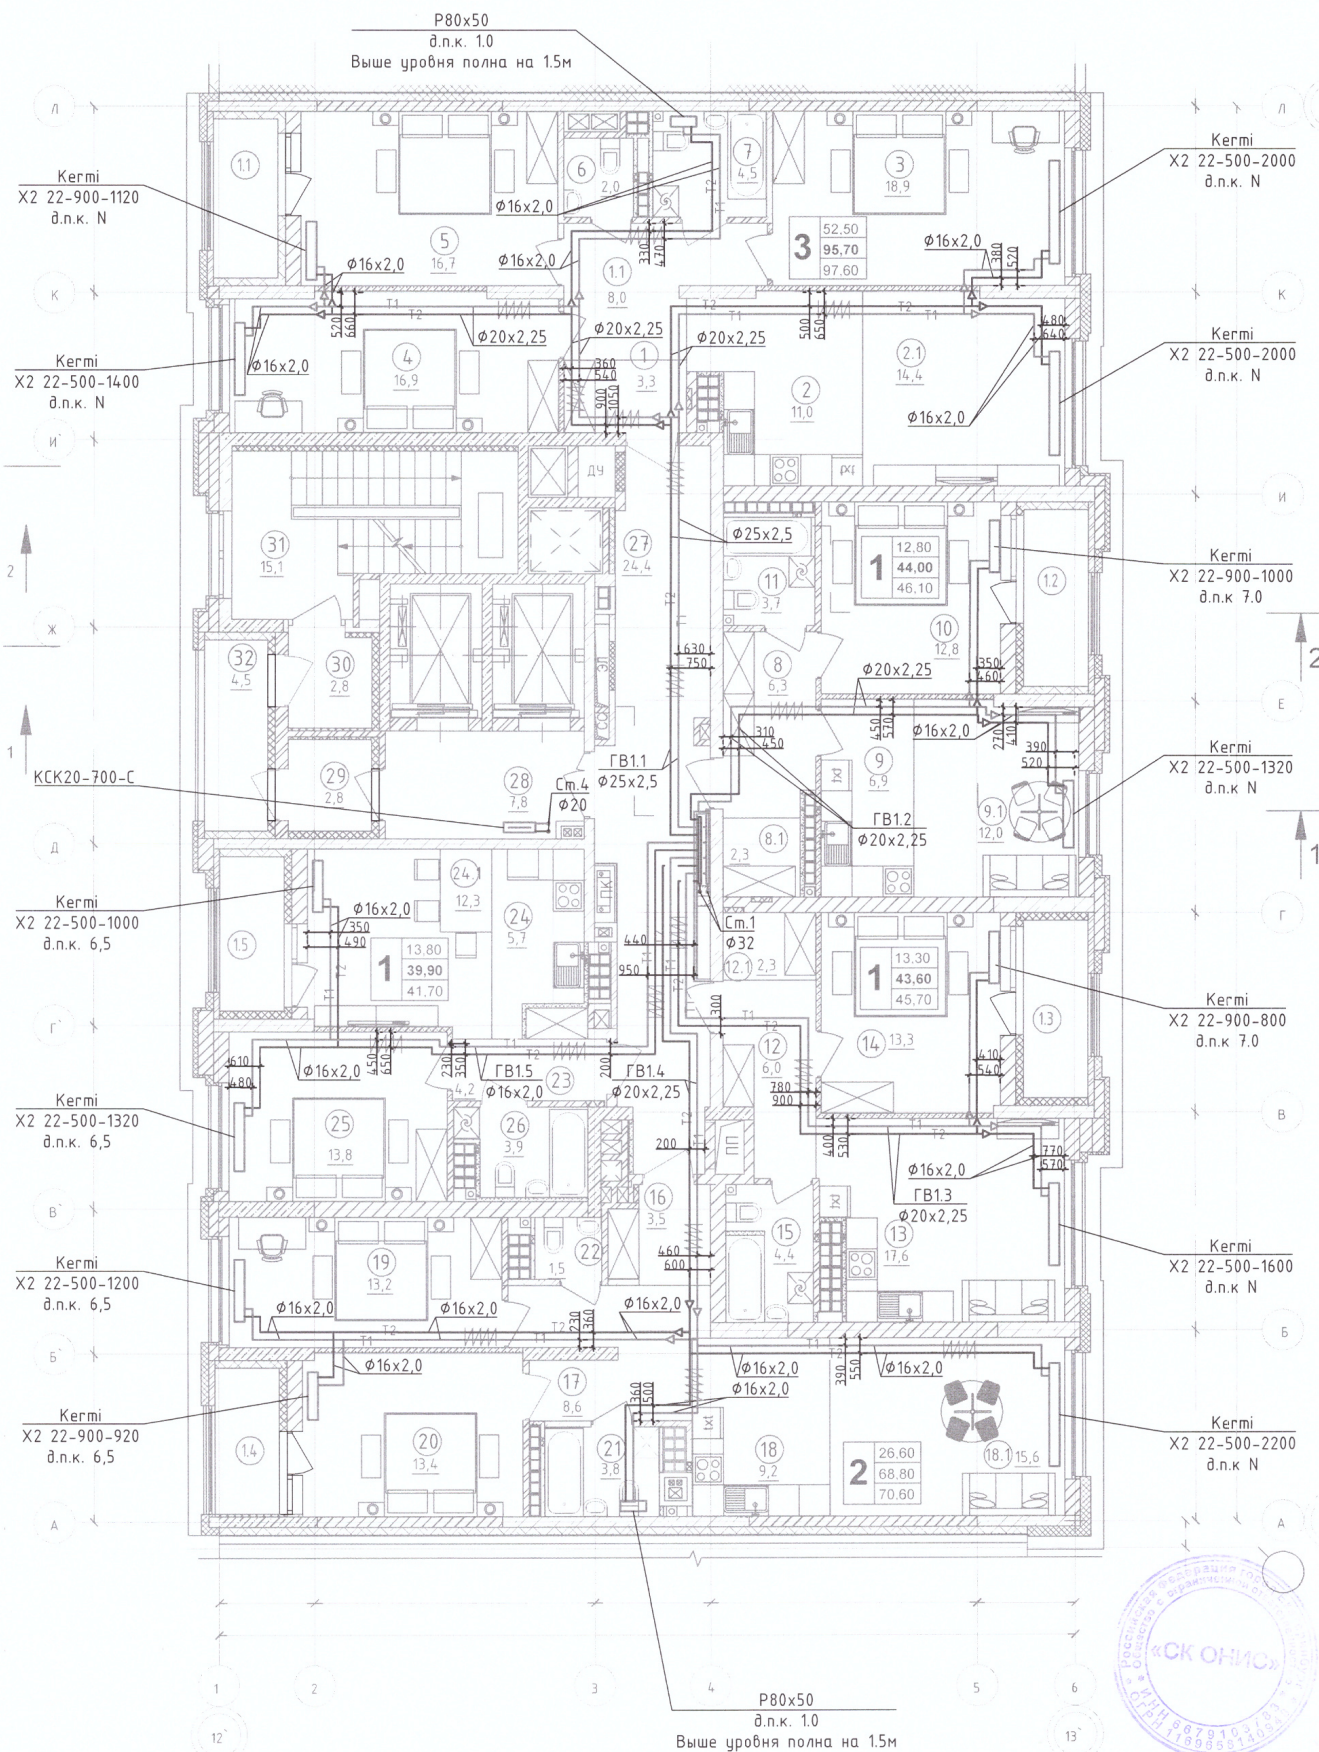

Согласовано				
Взам. инв. N				
Подл. и дата				
Инв. N подл.				

Примечание:
 1. Строительно - монтажные работы выполнены согласно исполнительной схеме
 2. Отклонений по геометрическим параметрам нет
 Иванов П.С. *Иванов*

						01-Л-ОВ.ИД			
						"Многосекционный жилой дом с нежилыми помещениями на первых этажах и подземной автостоянкой по ул. Чапаева - Щорса- Степана Разина в г. Екатеринбурге. Блок секция 1Л".			
Изм.	Кол.уч.	Лист	№ док.	Подпись	Дата		Стадия	Лист	Листов
Разработал	Симаков				07.22	Отопление	ИД	1	
Проверил	Иванов				07.22				
						Исполнительная схема №19 План 21 этажа с разводкой трубопроводов системы отопления	ООО "СК ОНИС"		